



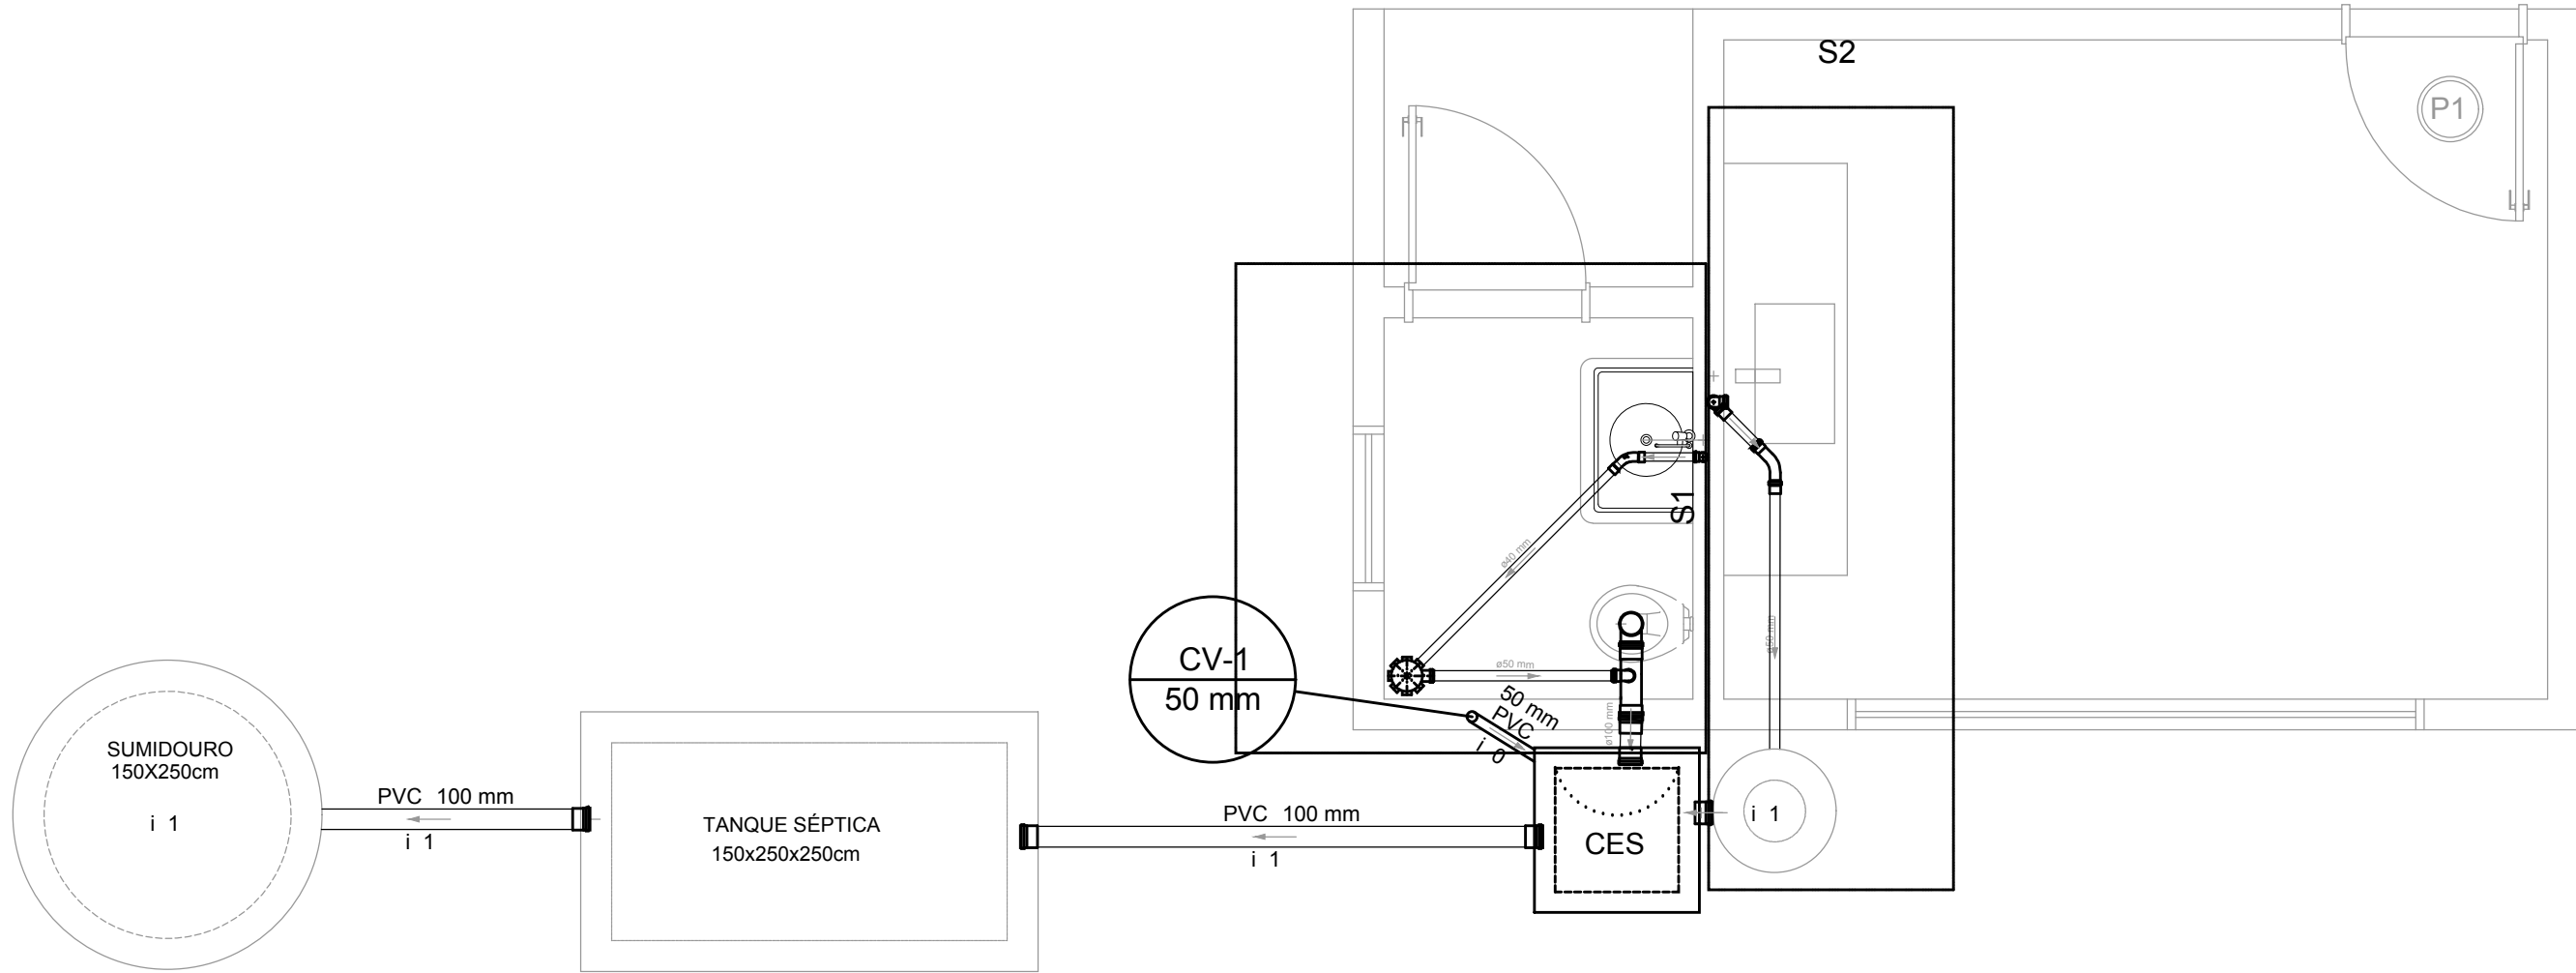


PLANTA BAIXA INSTALAÇÃO SANITÁRIA

ESCALA 1:50

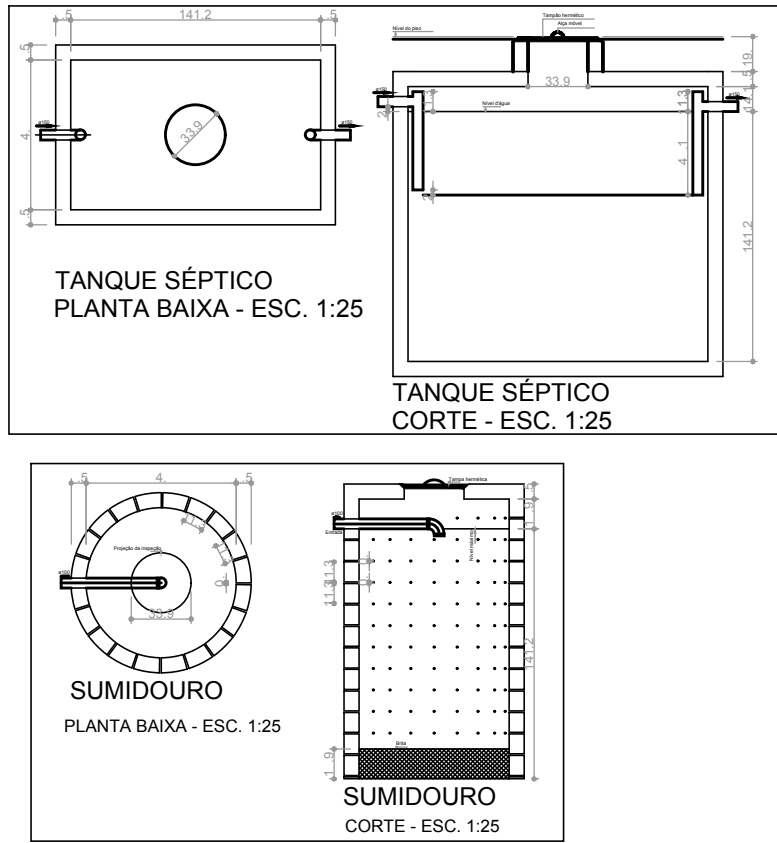


Lista de Materiais	
Caixas de Passagem	
Caixa de inspeção de esgoto sifonada CES- Øx 0 cm	1 pç
PVC Acessórios	
Caixa sifonada 150x150x50	1 pç
Sifão de copo p/ pia e lavatório 1 - 1.1/2	1 pç
1 - 2	1 pç
Válvula p/ lavatório e tanque 1	1 pç
Válvula p/ pia 1	1 pç
PVC Esgoto	
Curva 45 longa 50 mm	2 pç
Curva 45 longa Amanco 40 mm	1 pç
Curva 90 curta 100 mm	1 pç
40 mm	1 pç
Joelho 90 100 mm	1 pç
50 mm	2 pç
Joelho 90 c/anel p/ esgoto secundário 40 mm - 1.1/2	1 pç
Junção invertida 100 mm x 50 mm	1 pç
Luva de correr 5 mm	1 pç
Luva simples 100 mm	2 pç
50 mm	1 pç
Tubo PVC ponta-bolsa c/ virola 100 mm - 4	4.51 m
50 mm - 2	1.5 m
Tubo rígido c/ ponta lisa 100 mm - 4	1 m
40 mm	2.1 m
50 mm - 2	3.00 m
Terminal de ventilação 50 mm	1 pç
Unidades de tratamento	
Alça	
Ferro	2 pç
Argamassa	
Argamassa	0.09 m³
Brita	
n°3	0.02 m³
Concreto	
Concreto	1.59 m³
Tampa	
Hermética	1 pç
Tijolo	
Furado	34 pç
Maciço	1 pç

ESPECIFICAÇÕES

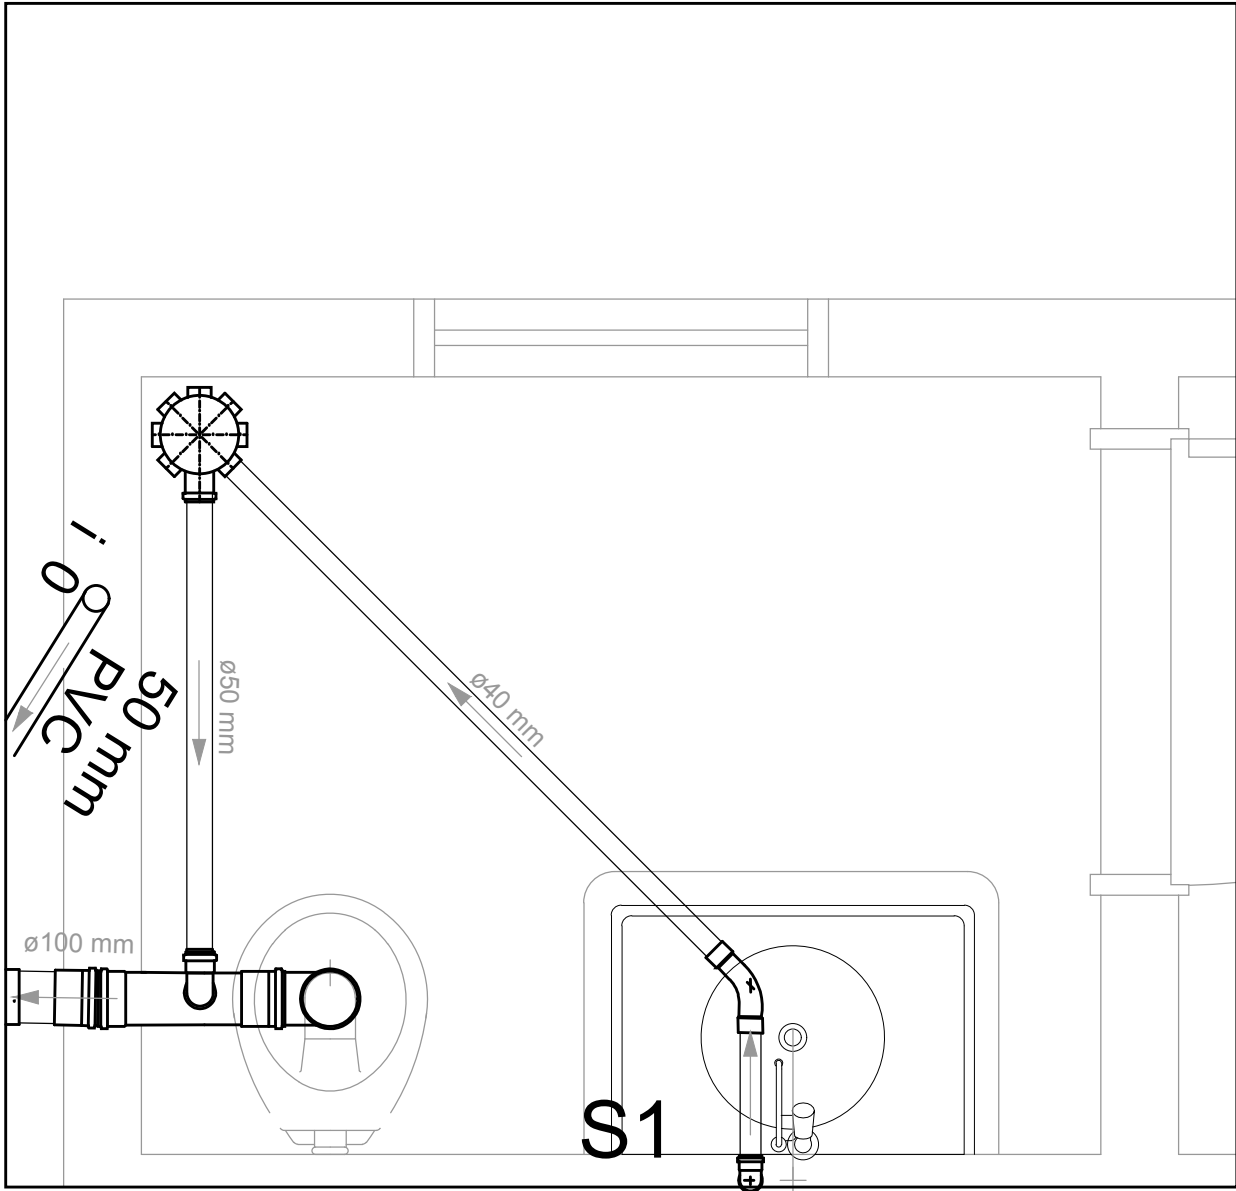

DETALHE B C

ESCALA 1:25

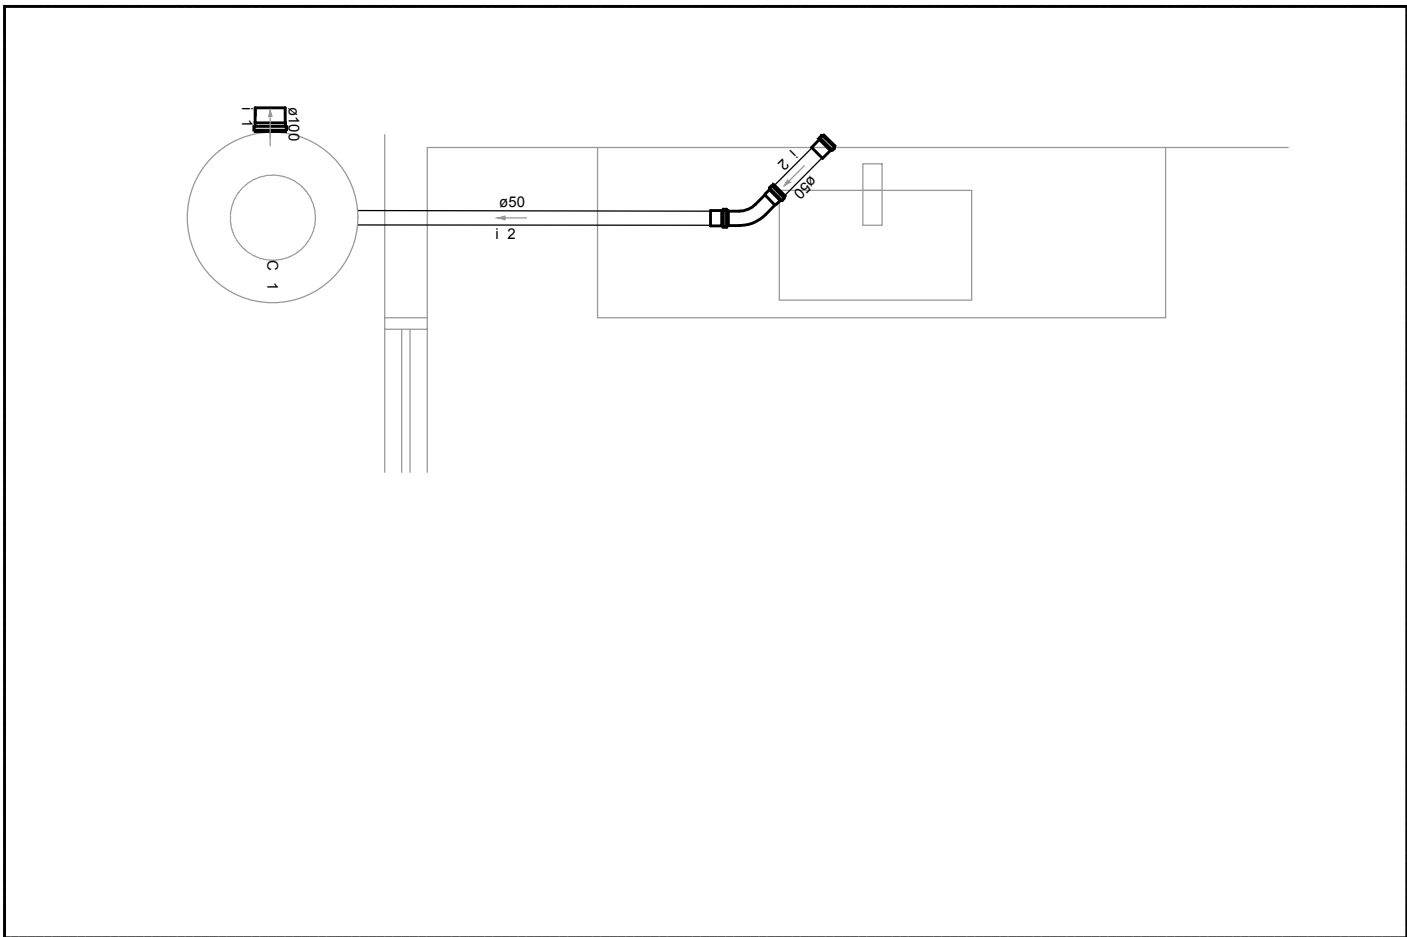

DETALHE CO INHA

ESCALA 1:25

		BOMBEIRO OU NATURATINS				
SANITÁRIO		Prancha				
QUIOSQUE		ÚNICA				
OBRA: PRAÇA PÚBLICA		CIDADE: PIUM-TO				
Proprietário: PREFEITURA MUNICIPAL DE PIUM						
ENDEREÇO: RUA C - QD. 03 - ST. AEROPORTO						
QUADRO DE ÁREAS						
CONFORME PROJETO ARQUITETÔNICO	Proprietário	Assinatura:				
		Nome: Prefeitura Municipal de Pium - TO				
	Autor do Projeto	Assinatura:				
	RRT.	Nome: Paulo Siqueira Baião				
	CAU - TO A3 594-2	Arquiteto Urbanista				
	Resp. Técnico.	Assinatura:				
	RRT.	Nome:				
	CAU - TO					
ESCALA INDICADA						
CONTEÚDO:						
- Planta Baixa de Inst. Sanitária		Revisão:	Descrição	Revisão:	Aprovado	Data
- Detalhe C						
- Detalhe Co inha						
- Detalhe Sumidouro						
- Lista de Materiais e Legendas						