




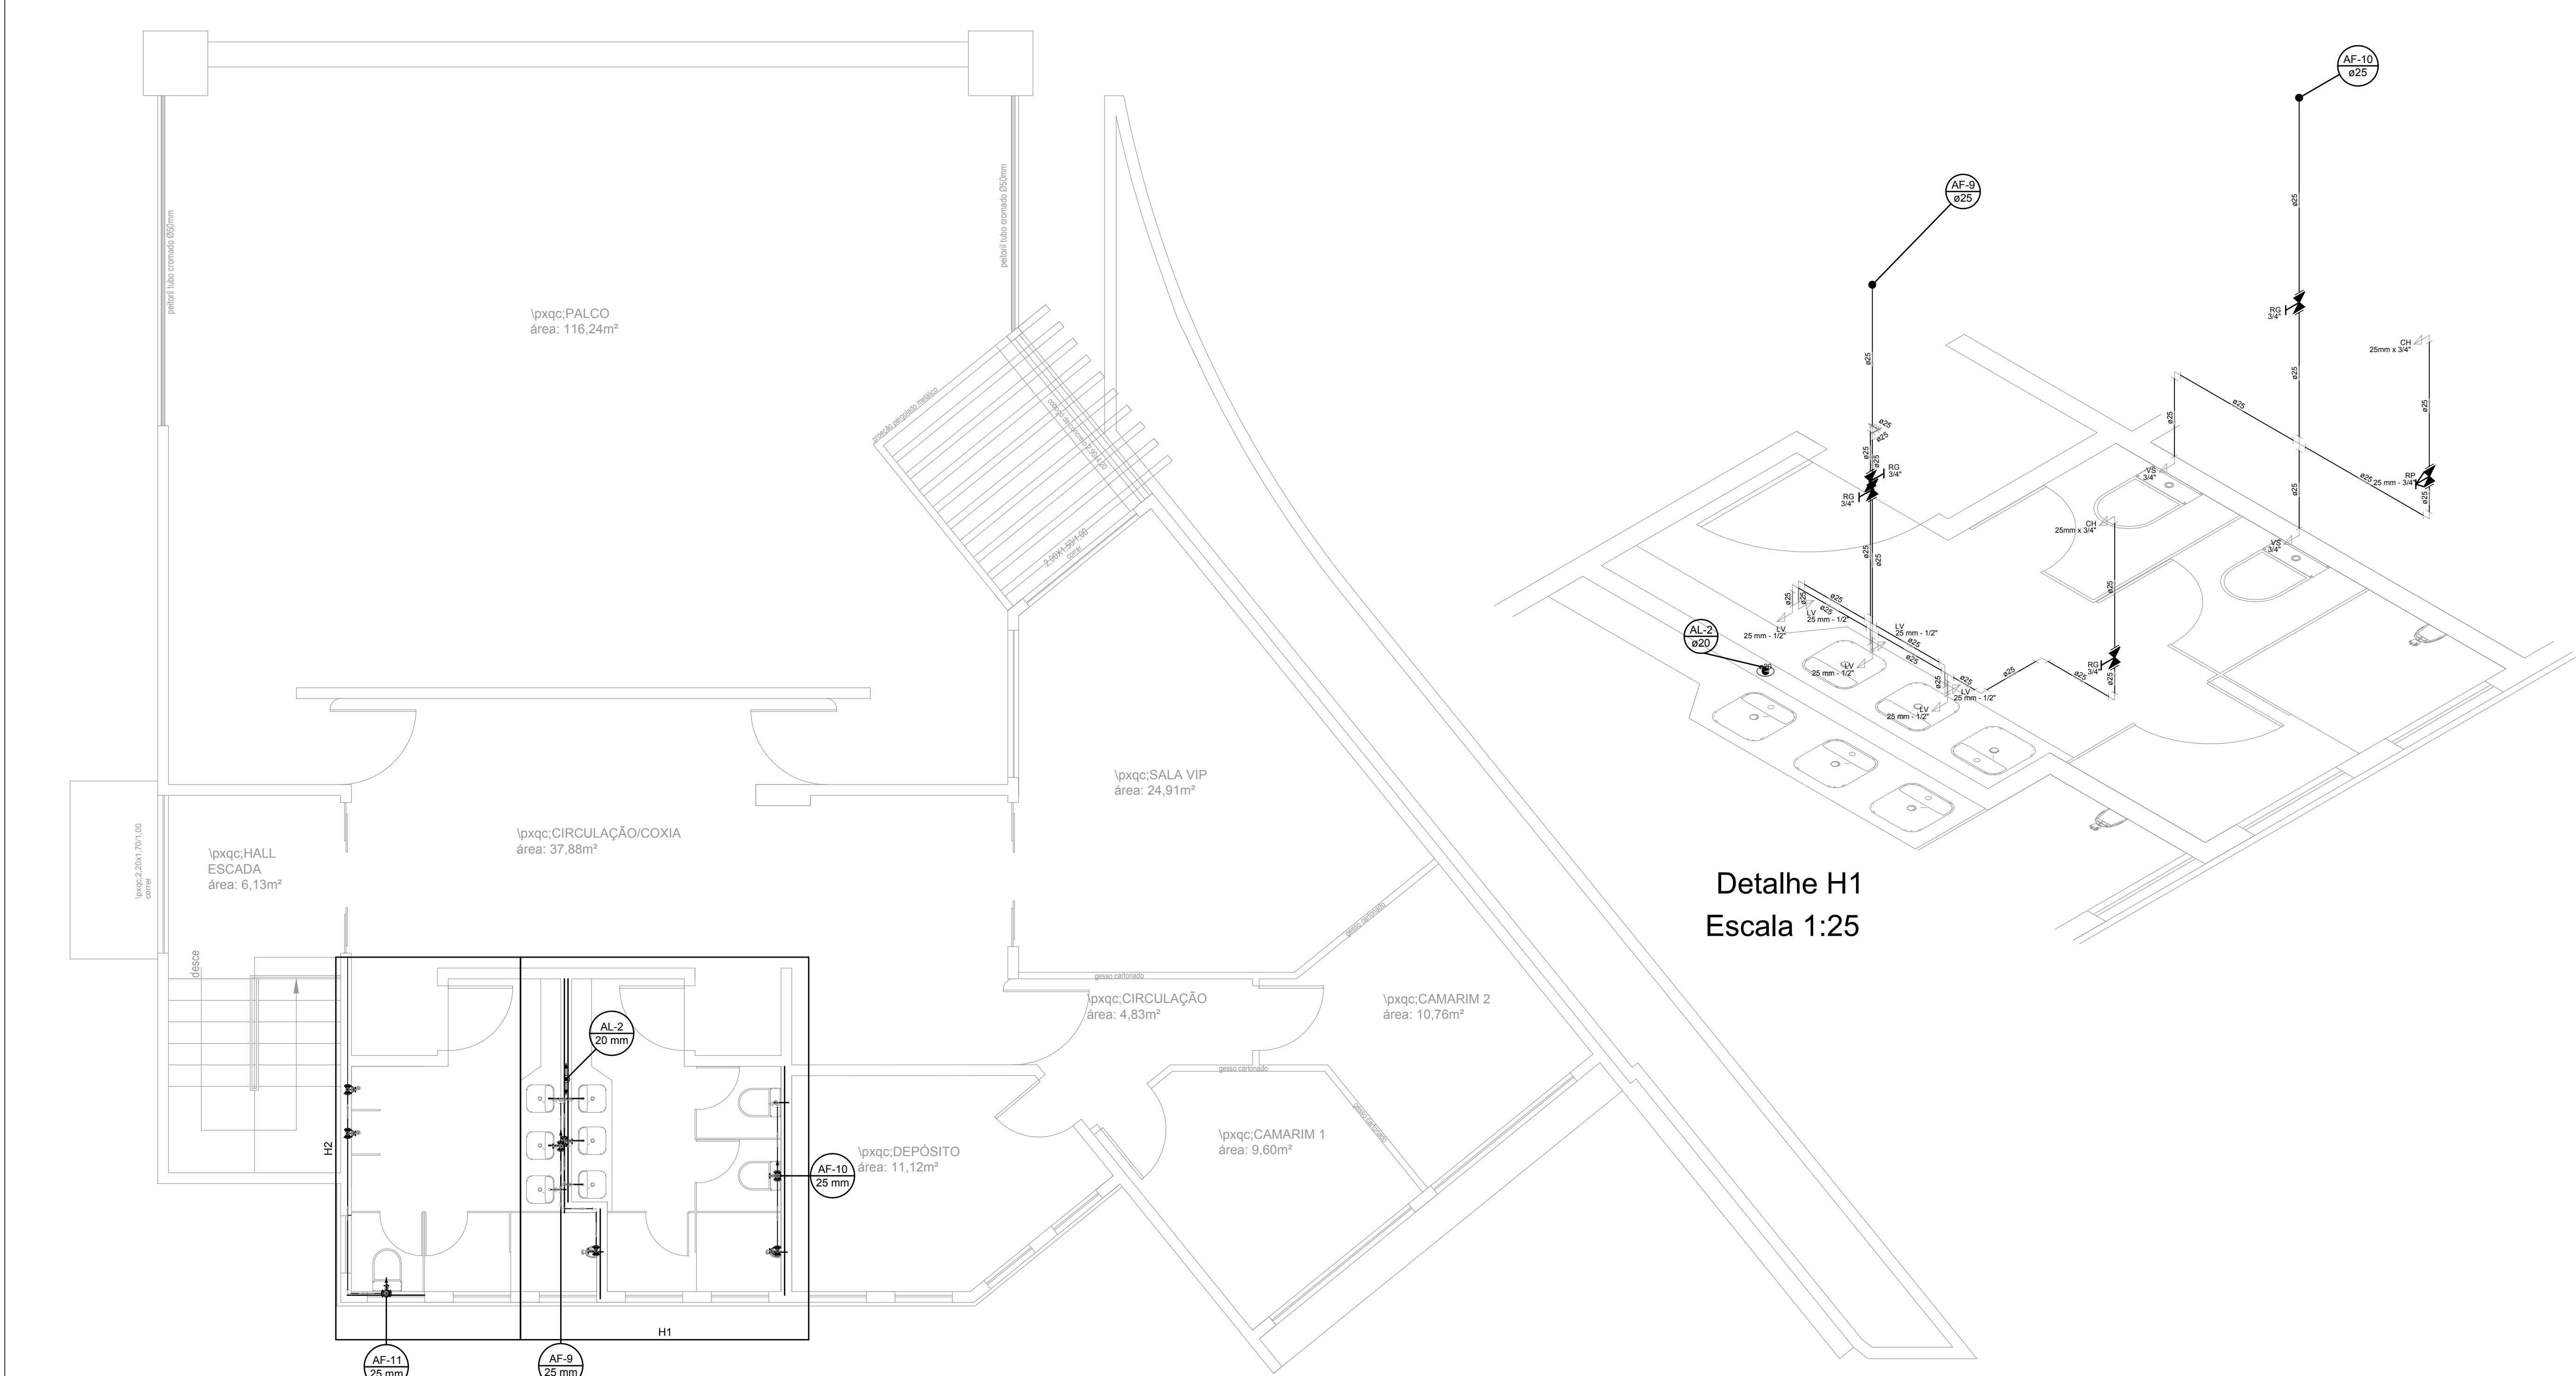

Detalhe H1
Escala 1:25

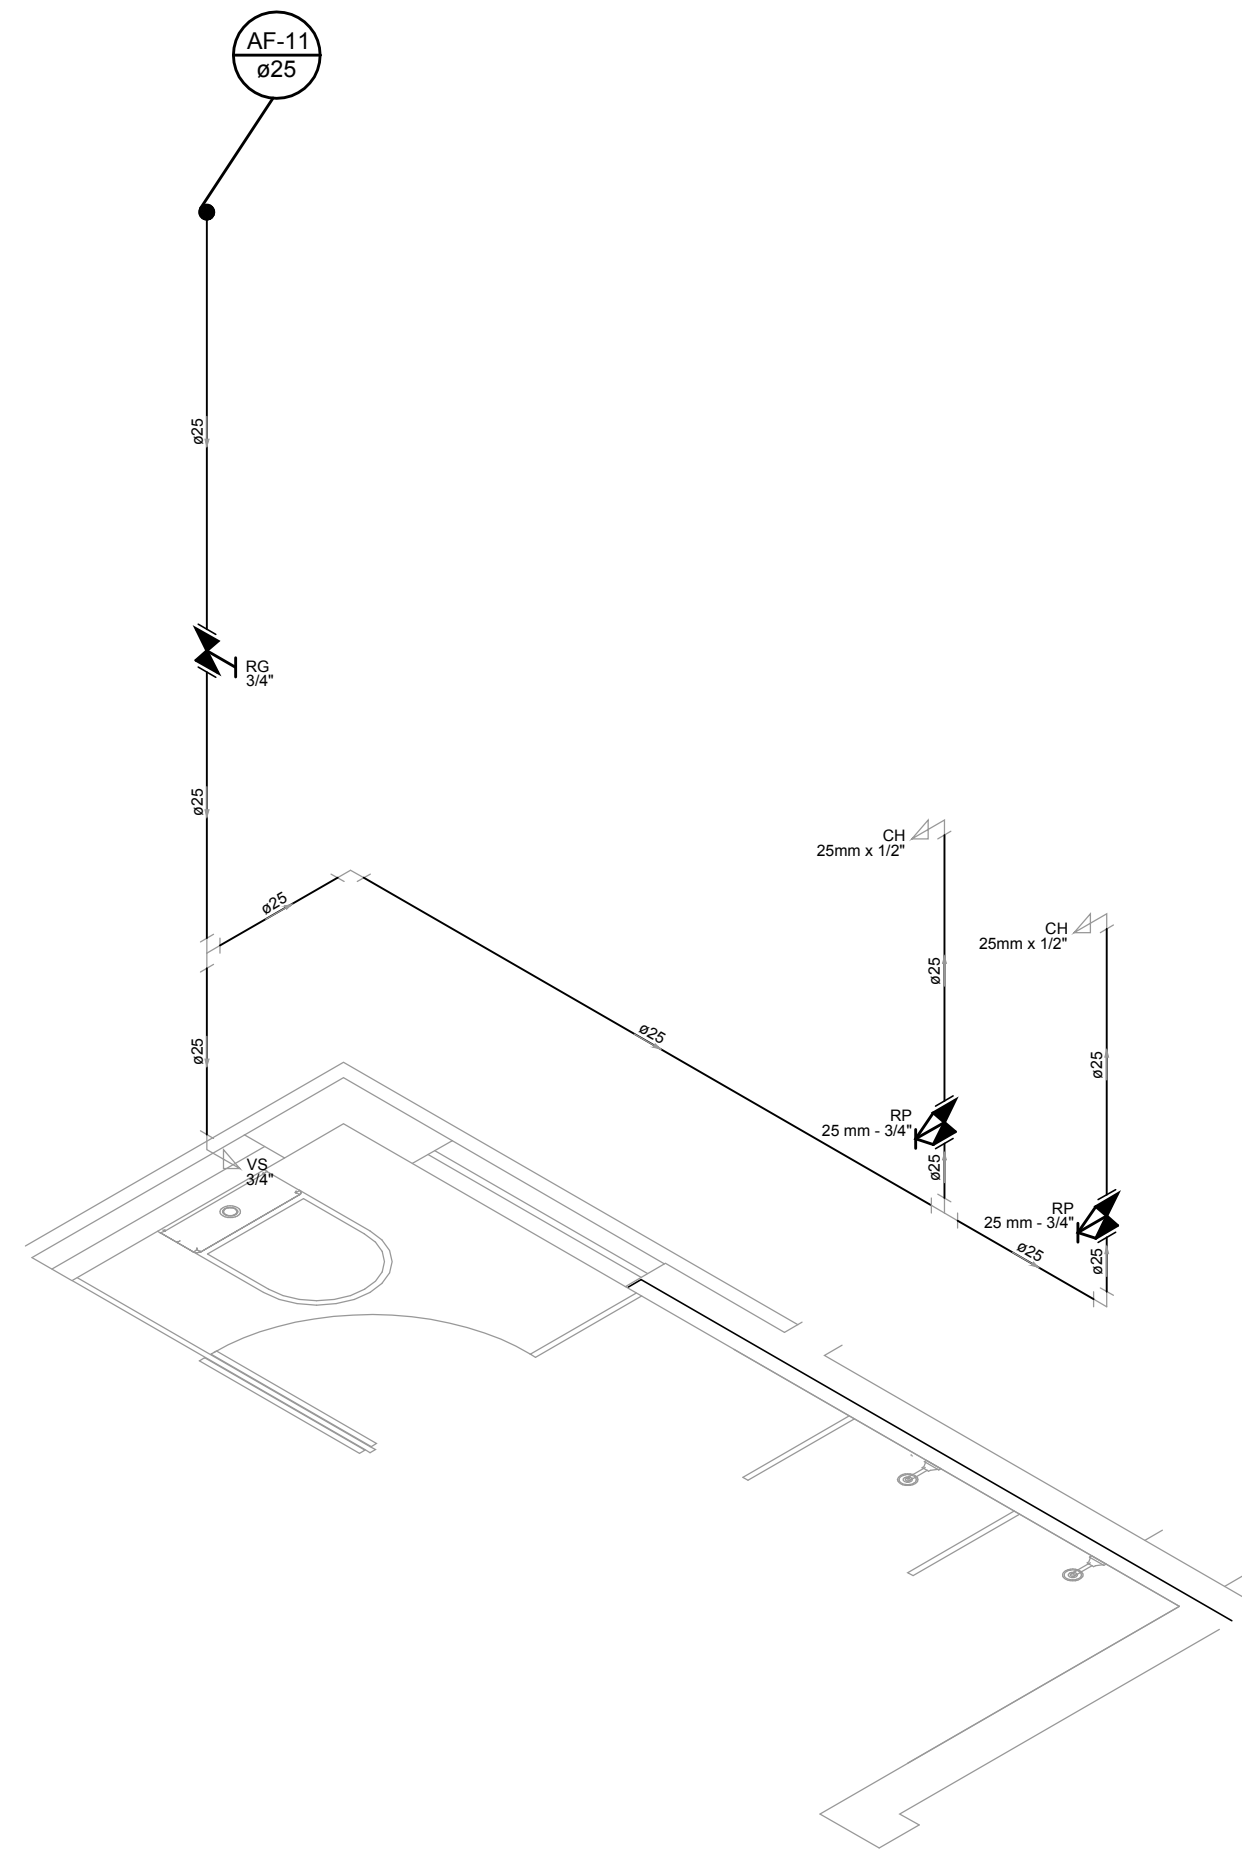

Detalhe H2
Escala 1:25

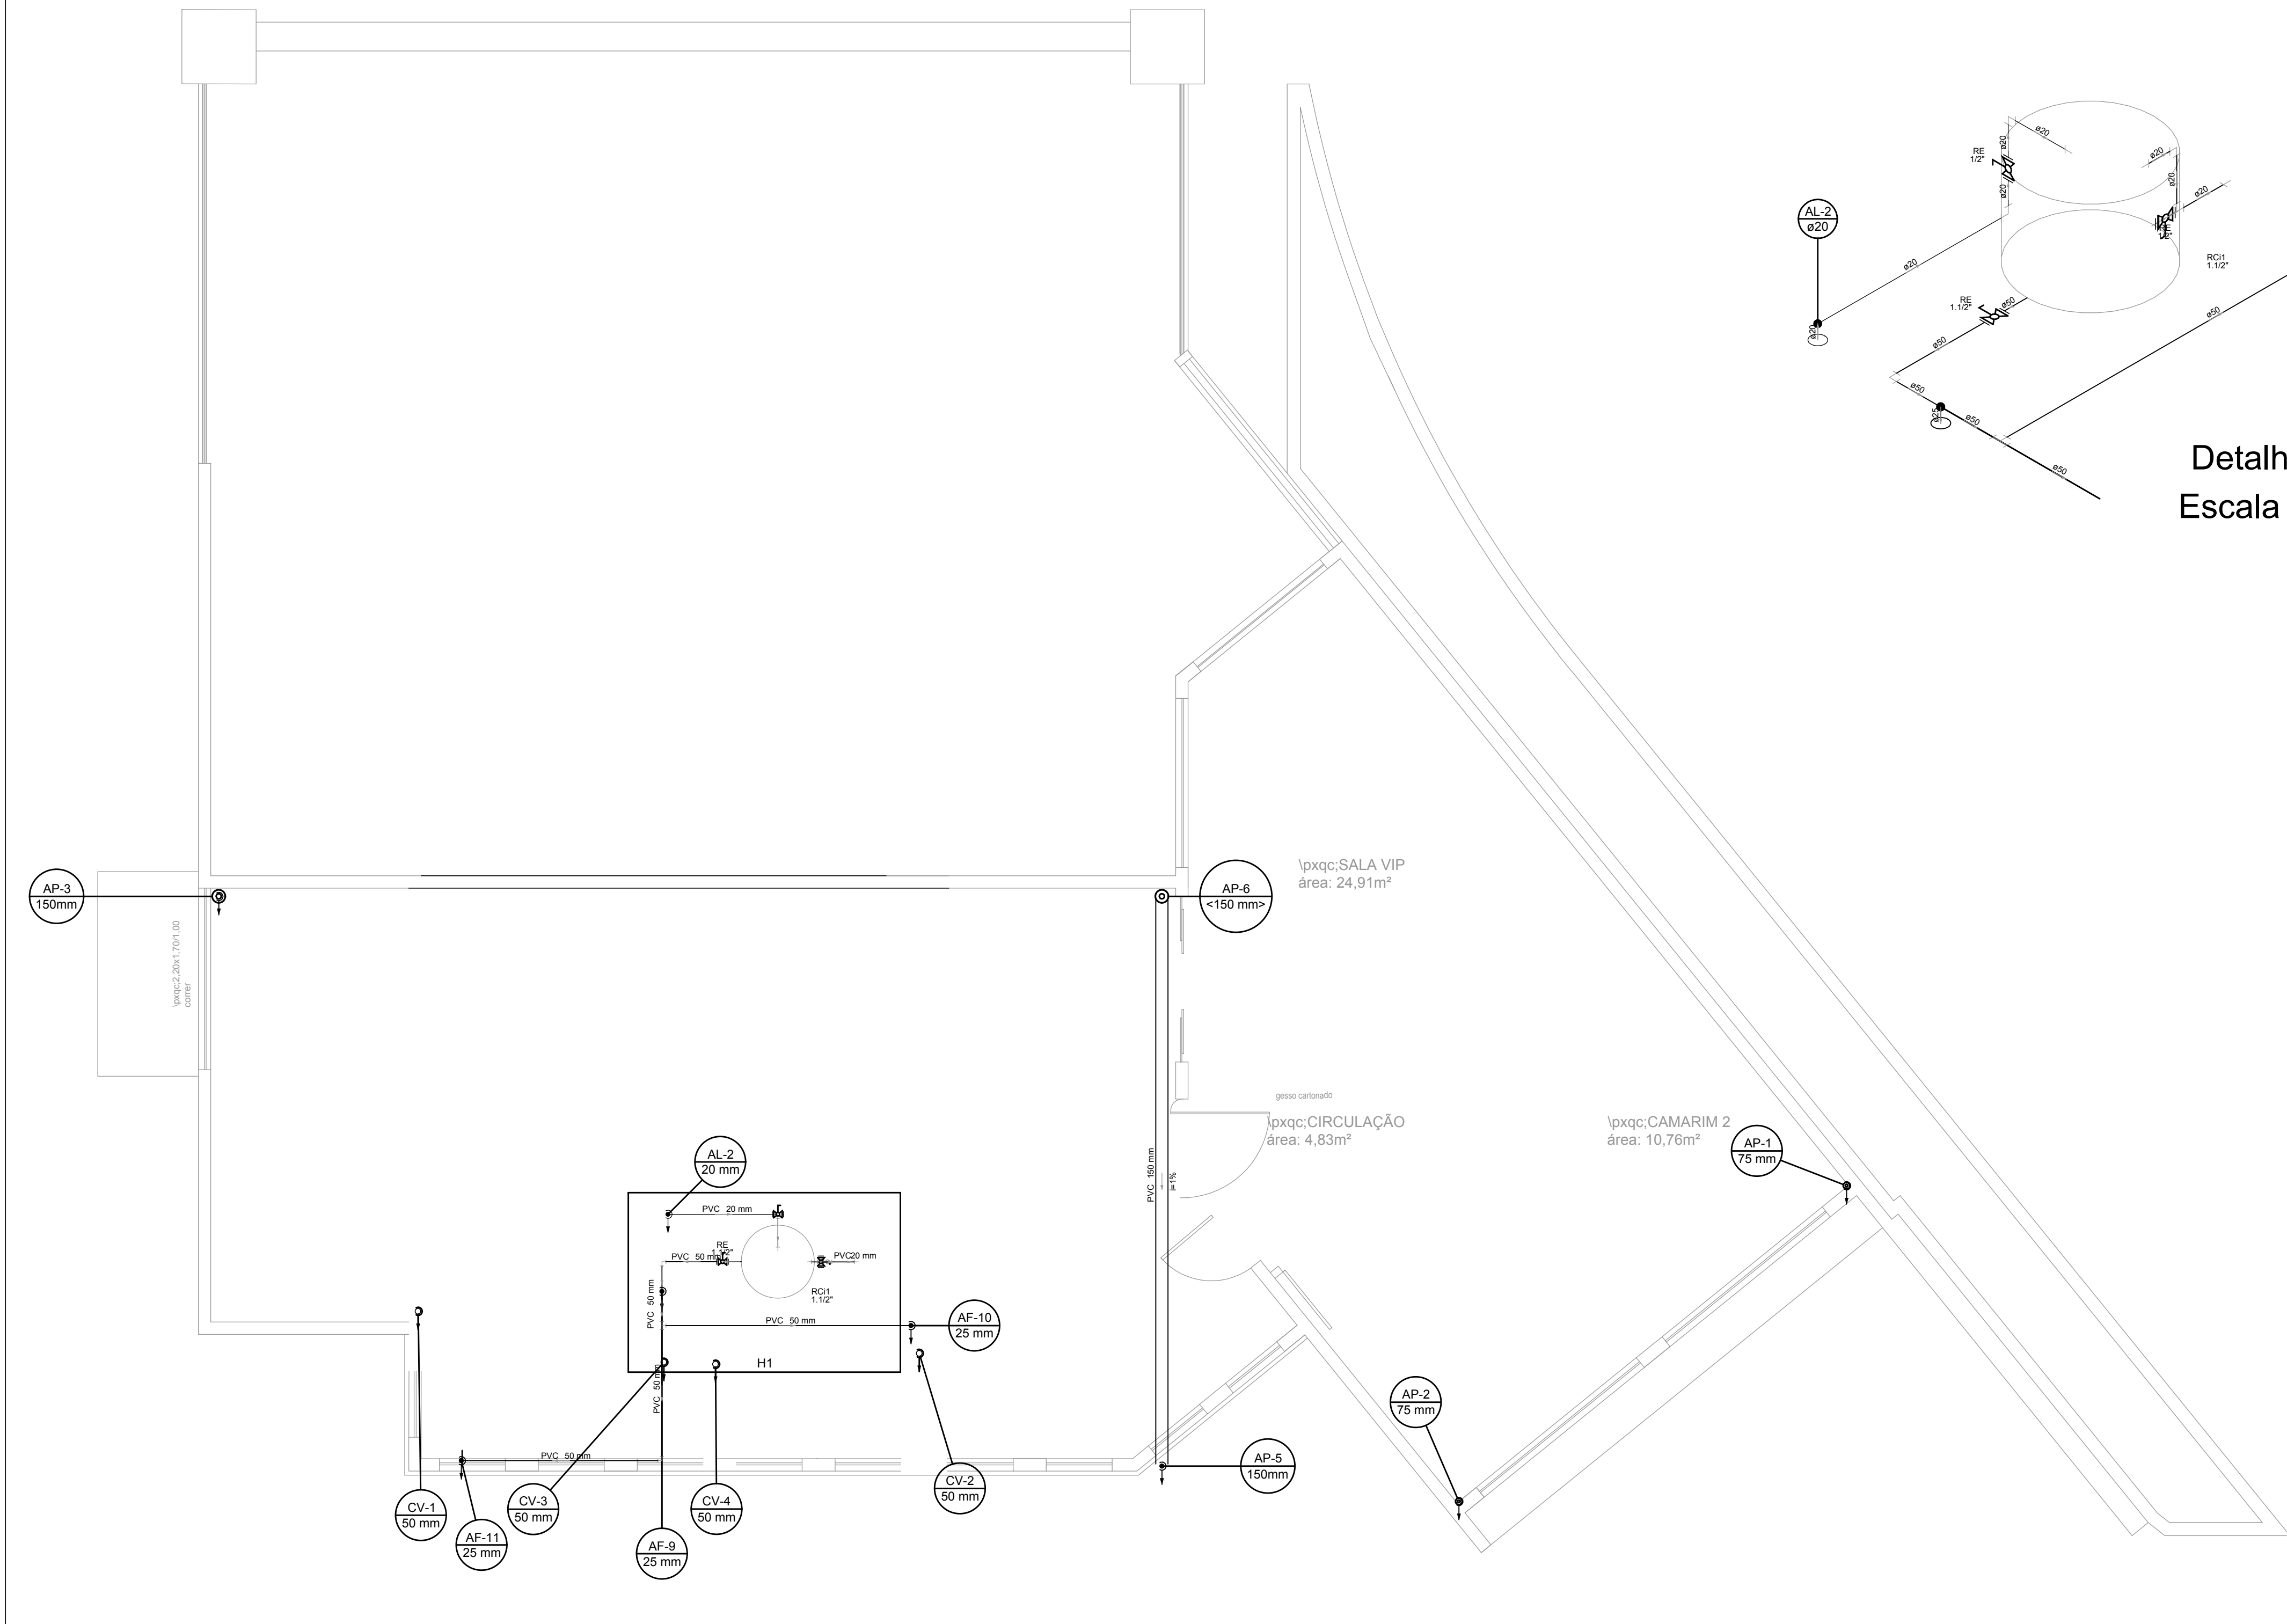

Detalhe H1
Escala 1:25

Legenda detalhada	
Registro de Pressão com PVC soldável	
Metals	
Registro de pressão c/ canopla cromada 3/4"	1pç
PVC misto soldável	
Luva soldável c/ rosca 25 mm -3/4"	1pç
PVC rígido soldável	
Adapt sold.curto c/bolsa-rosca p registro 25 mm - 3/4"	1pç
Registro de gaveta c/canopla cromada c/PVC soldável	
Metals	
Registro de gaveta c/ canopla cromada 3/4"	1pç
PVC rígido soldável	
Adapt sold.curto c/bolsa-rosca p registro 25 mm - 3/4"	2pç

Lista de Materiais		
Aparelho		
Chuveiro		
25mm x 1/2"	2 pç	
25mm x 3/4"	2 pç	
Torneira de lavatório		
25 mm - 1/2"	6 pç	
Vaso Sanitário c/ cx. acoplada 1/2"	3 pç	
Metals		
Registro de gaveta c/ canopla cromada 3/4"	5 pç	
Registro de pressão c/ canopla cromada 3/4"	3 pç	
PVC Acessórios		
Engate flexível cobre cromado com canopla 1/2 - 30cm	3 pç	
Engate flexível plástico 1/2 - 30cm	6 pç	
PVC misto soldável		
Joelho de redução soldável c/ rosca 25 mm - 1/2"	3 pç	
Luva soldável c/ rosca 25 mm -3/4"	3 pç	
PVC roscável com Bucha de Latão		
Joelho 90 c/ rosca e bucha de latão 3/4"	2 pç	
PVC rígido roscável		
Luva de redução c/ rosca 3/4" - 1/2"	2 pç	
PVC rígido soldável		
Adapt sold.curto c/bolsa-rosca p registro 25 mm - 3/4"	13 pç	
Cruzeta soldável 25 mm	3 pç	
Joelho 90° soldável 25 mm	15 pç	
Tubos 20 mm	2.38 m	
25 mm	24.96 m	
Tê 90 soldável 25 mm	4 pç	
União soldável 20 mm	1 pç	
PVC soldável azul c/ bucha latão		
Joelho de redução 90° soldável com bucha de latão 25 mm- 1/2"	8 pç	

Legenda detalhada	
Registro esfera VS compacto soldável	
Metals	
Registro esfera VS compacto soldável PVC 20 mm	1pç

Lista de Materiais	
Metals	
Registro esfera VS compacto soldável PVC 20 mm	2 pç
50 mm	1 pç
PVC rígido soldável	
Adapt sold. c/ flange livre p/ cx. d'água 20 mm - 1/2"	4 pç
50 mm- 1.1/2"	1 pç
Bucha de redução sold. longa 50 mm - 25 mm	2 pç
Joelho 90° soldável 20 mm	4 pç
50 mm	2 pç
Torneira de bóia 1/2"	4 pç
Tubos 20 mm	6.77 m
25 mm	-0.03 m
50 mm	9.18 m
Tê 90 soldável 20 mm	1 pç
50 mm	1 pç
Tê de redução 90 soldável 50 mm - 25 mm	1 pç
Reservatório cilíndrico	
Fibra de vidro 250 L	1 pç

PREFEITURA:	CREA:
BOMBEIRO OU NATURATINS	
PROJETO HIDRÁULICO	
PRONCHA	
ÚNICA	
CIDADE:MUNICÍPIO DE PIUM - TO	
OBRA: Privada	
Proprietário:AVENIDA DIOGENES DE BRITO, SN, CEP: 77570-000, PIUM - TO	
ENDERECO:PRACA NECO BAIANO, AVENIDA DIOGENES DE BRITO, PIUM - TO	
QUADRO DE ÁREAS	
CONFORME PROJETO ARQUITETONICO	
ESCALA INDICADA	
CONTEUDO:	
- PLANTA BAIXA HIDRAULICA	
- PLANTA DE COBERTURA HIDRAULICA	
- LISTA DE MATERIAIS	
- LEGENDA DE MATERIAIS	