




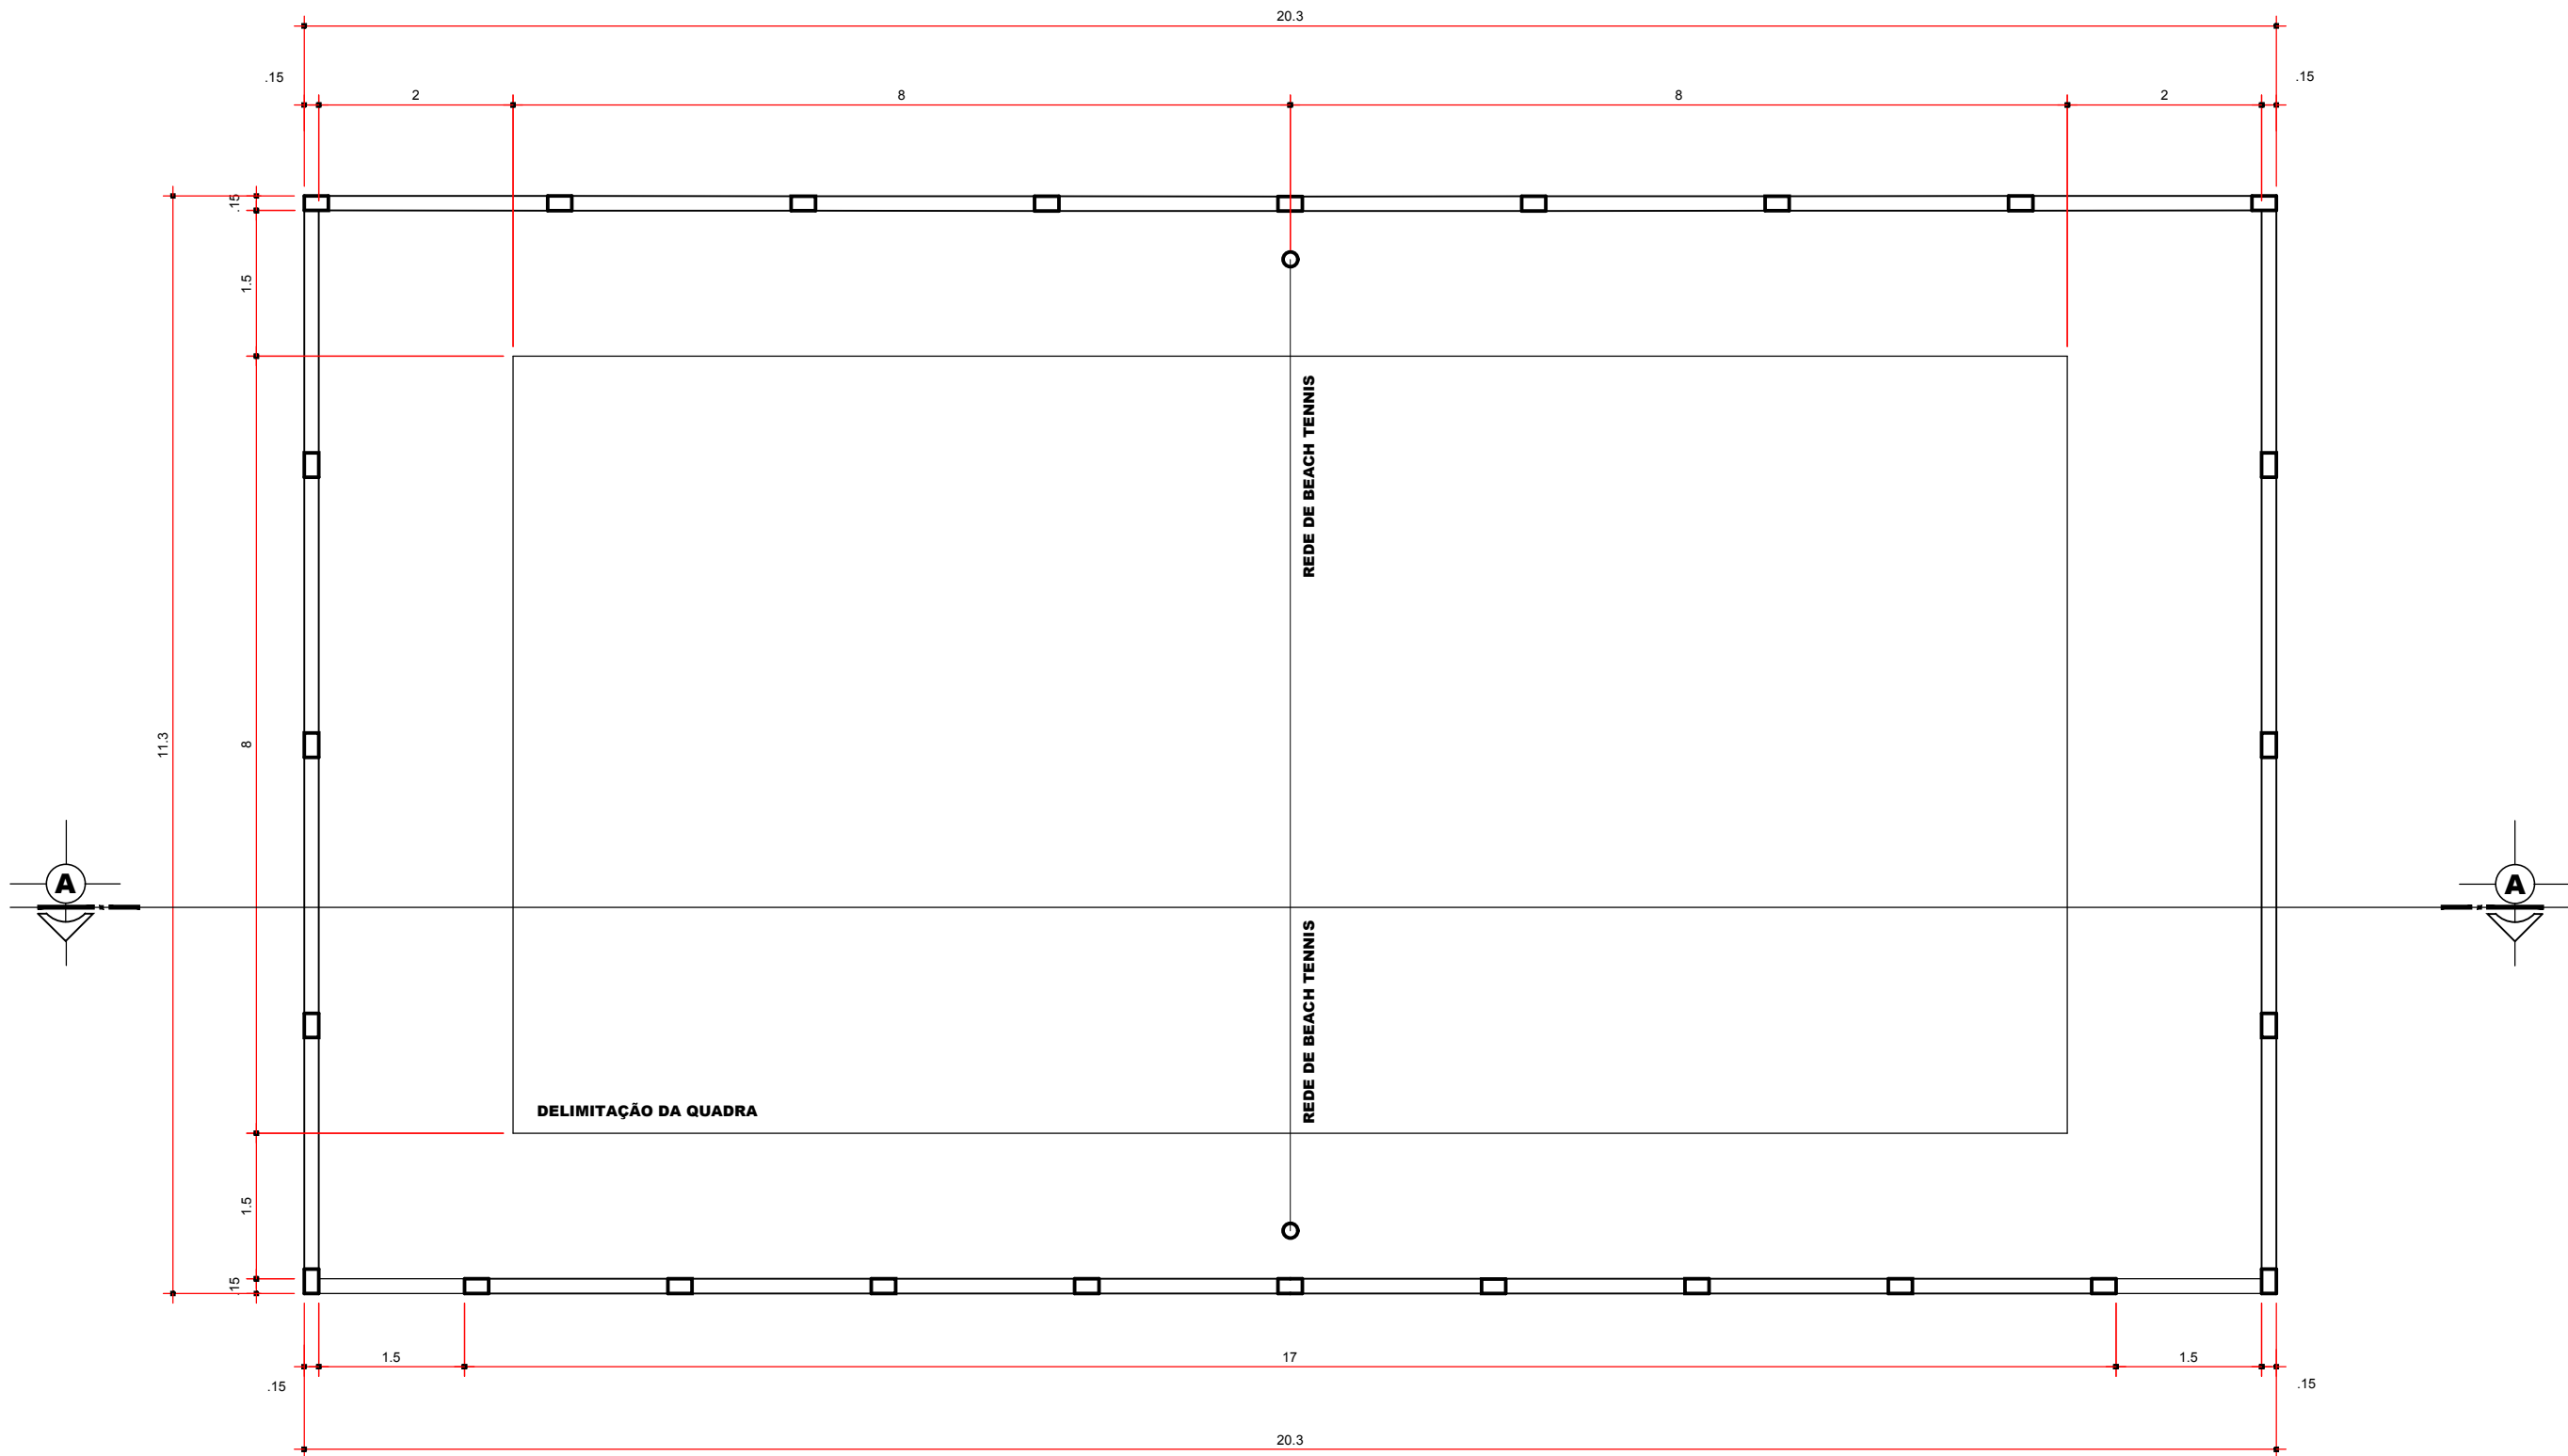


PLANTA BAIXA
ESCALA 1:50

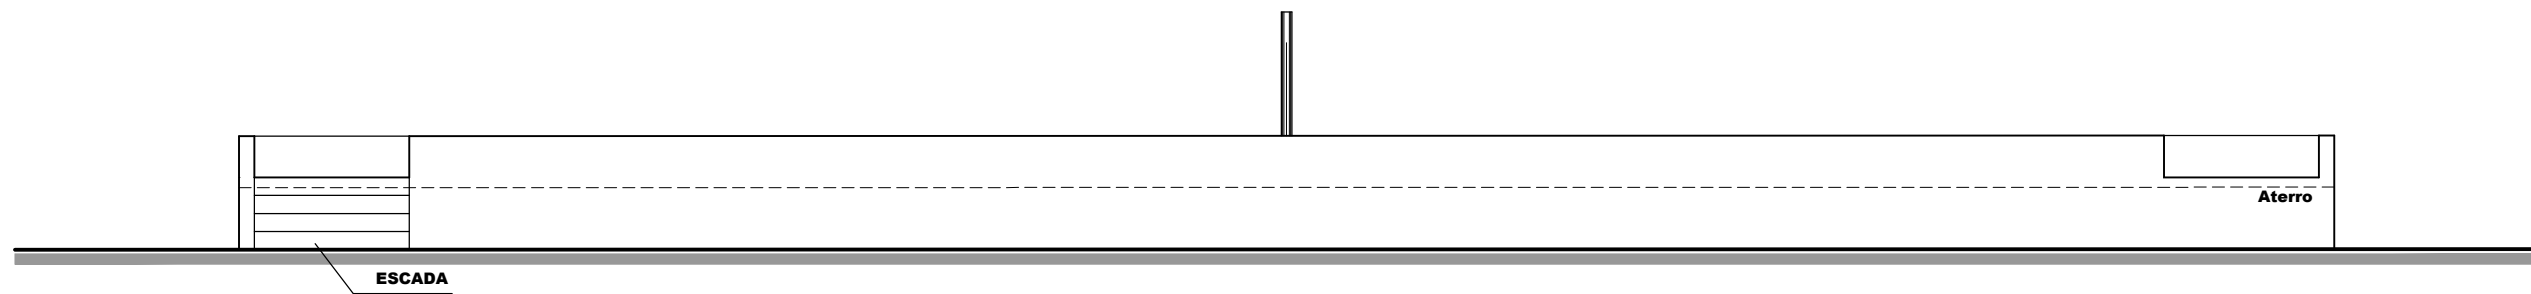

VISTA
ESCALA 1:50

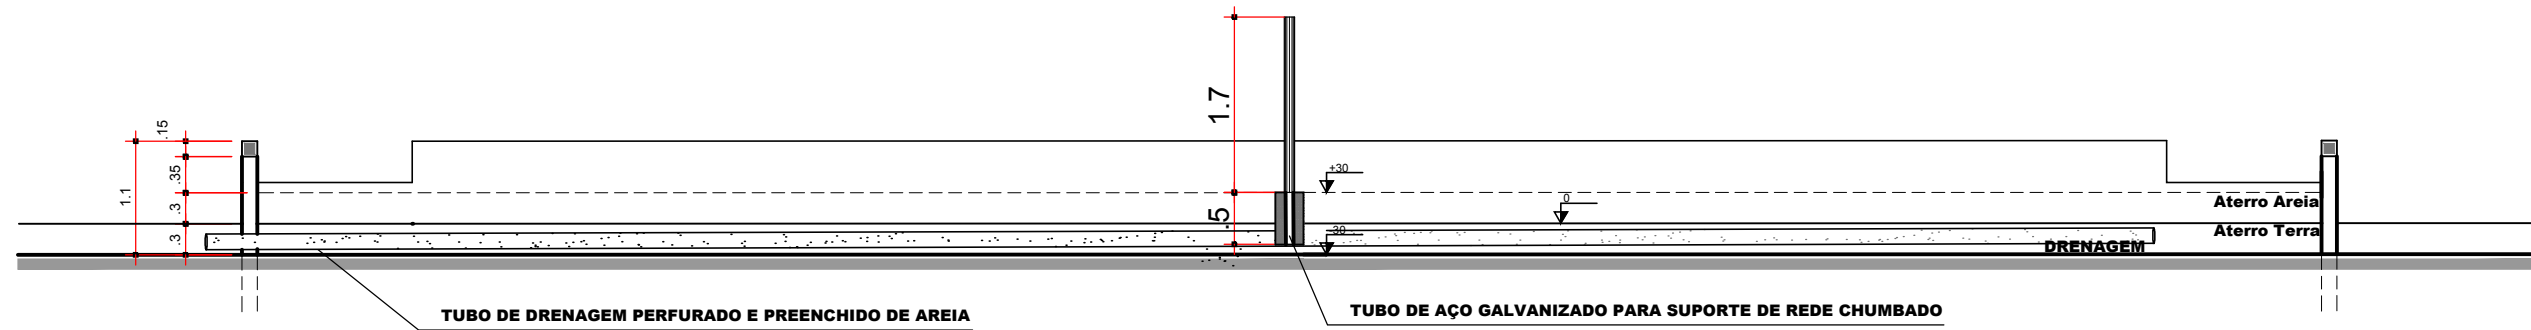


CORTE A-A'
ESCALA 1:50

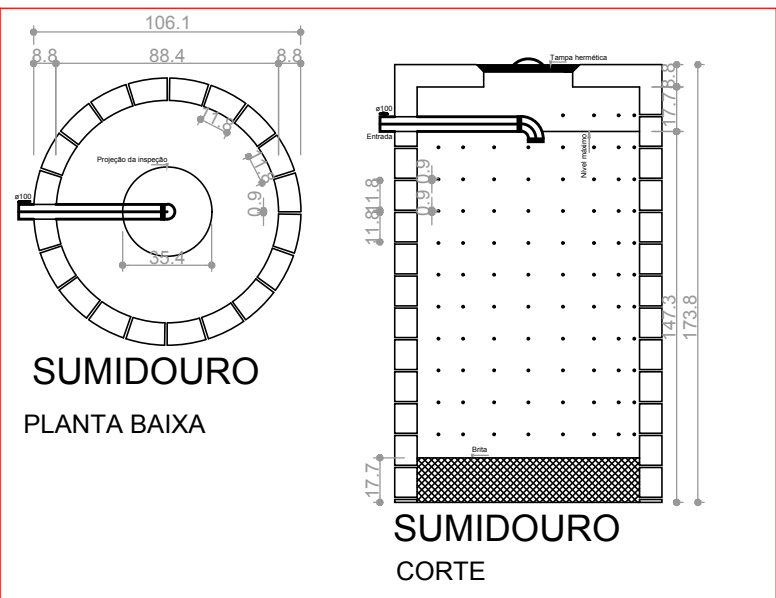

SUMIDOURO
PLANTA BAIXA


SUMIDOURO
CORTE

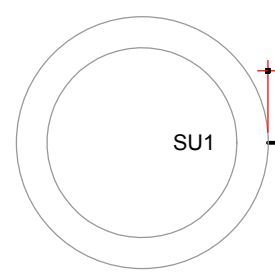

SISTEMA DE DRENAGEM	
Dreno tubo PEAD Ø 100mm	42.37 m
Tubo PVC Corrugado 150 mm	55.14 m
Caixa de Passagem	2 un
Sumidouro	1 un

OBSERVAÇÃO
TODOS OS TUBOS DE DRENAGEM DEVE SER TUBOS PERFORADOS DE FÁBRICA E PREENCHIDOS DE AREIA

SISTEMA DE DRENAGEM
ESCALA 1:50

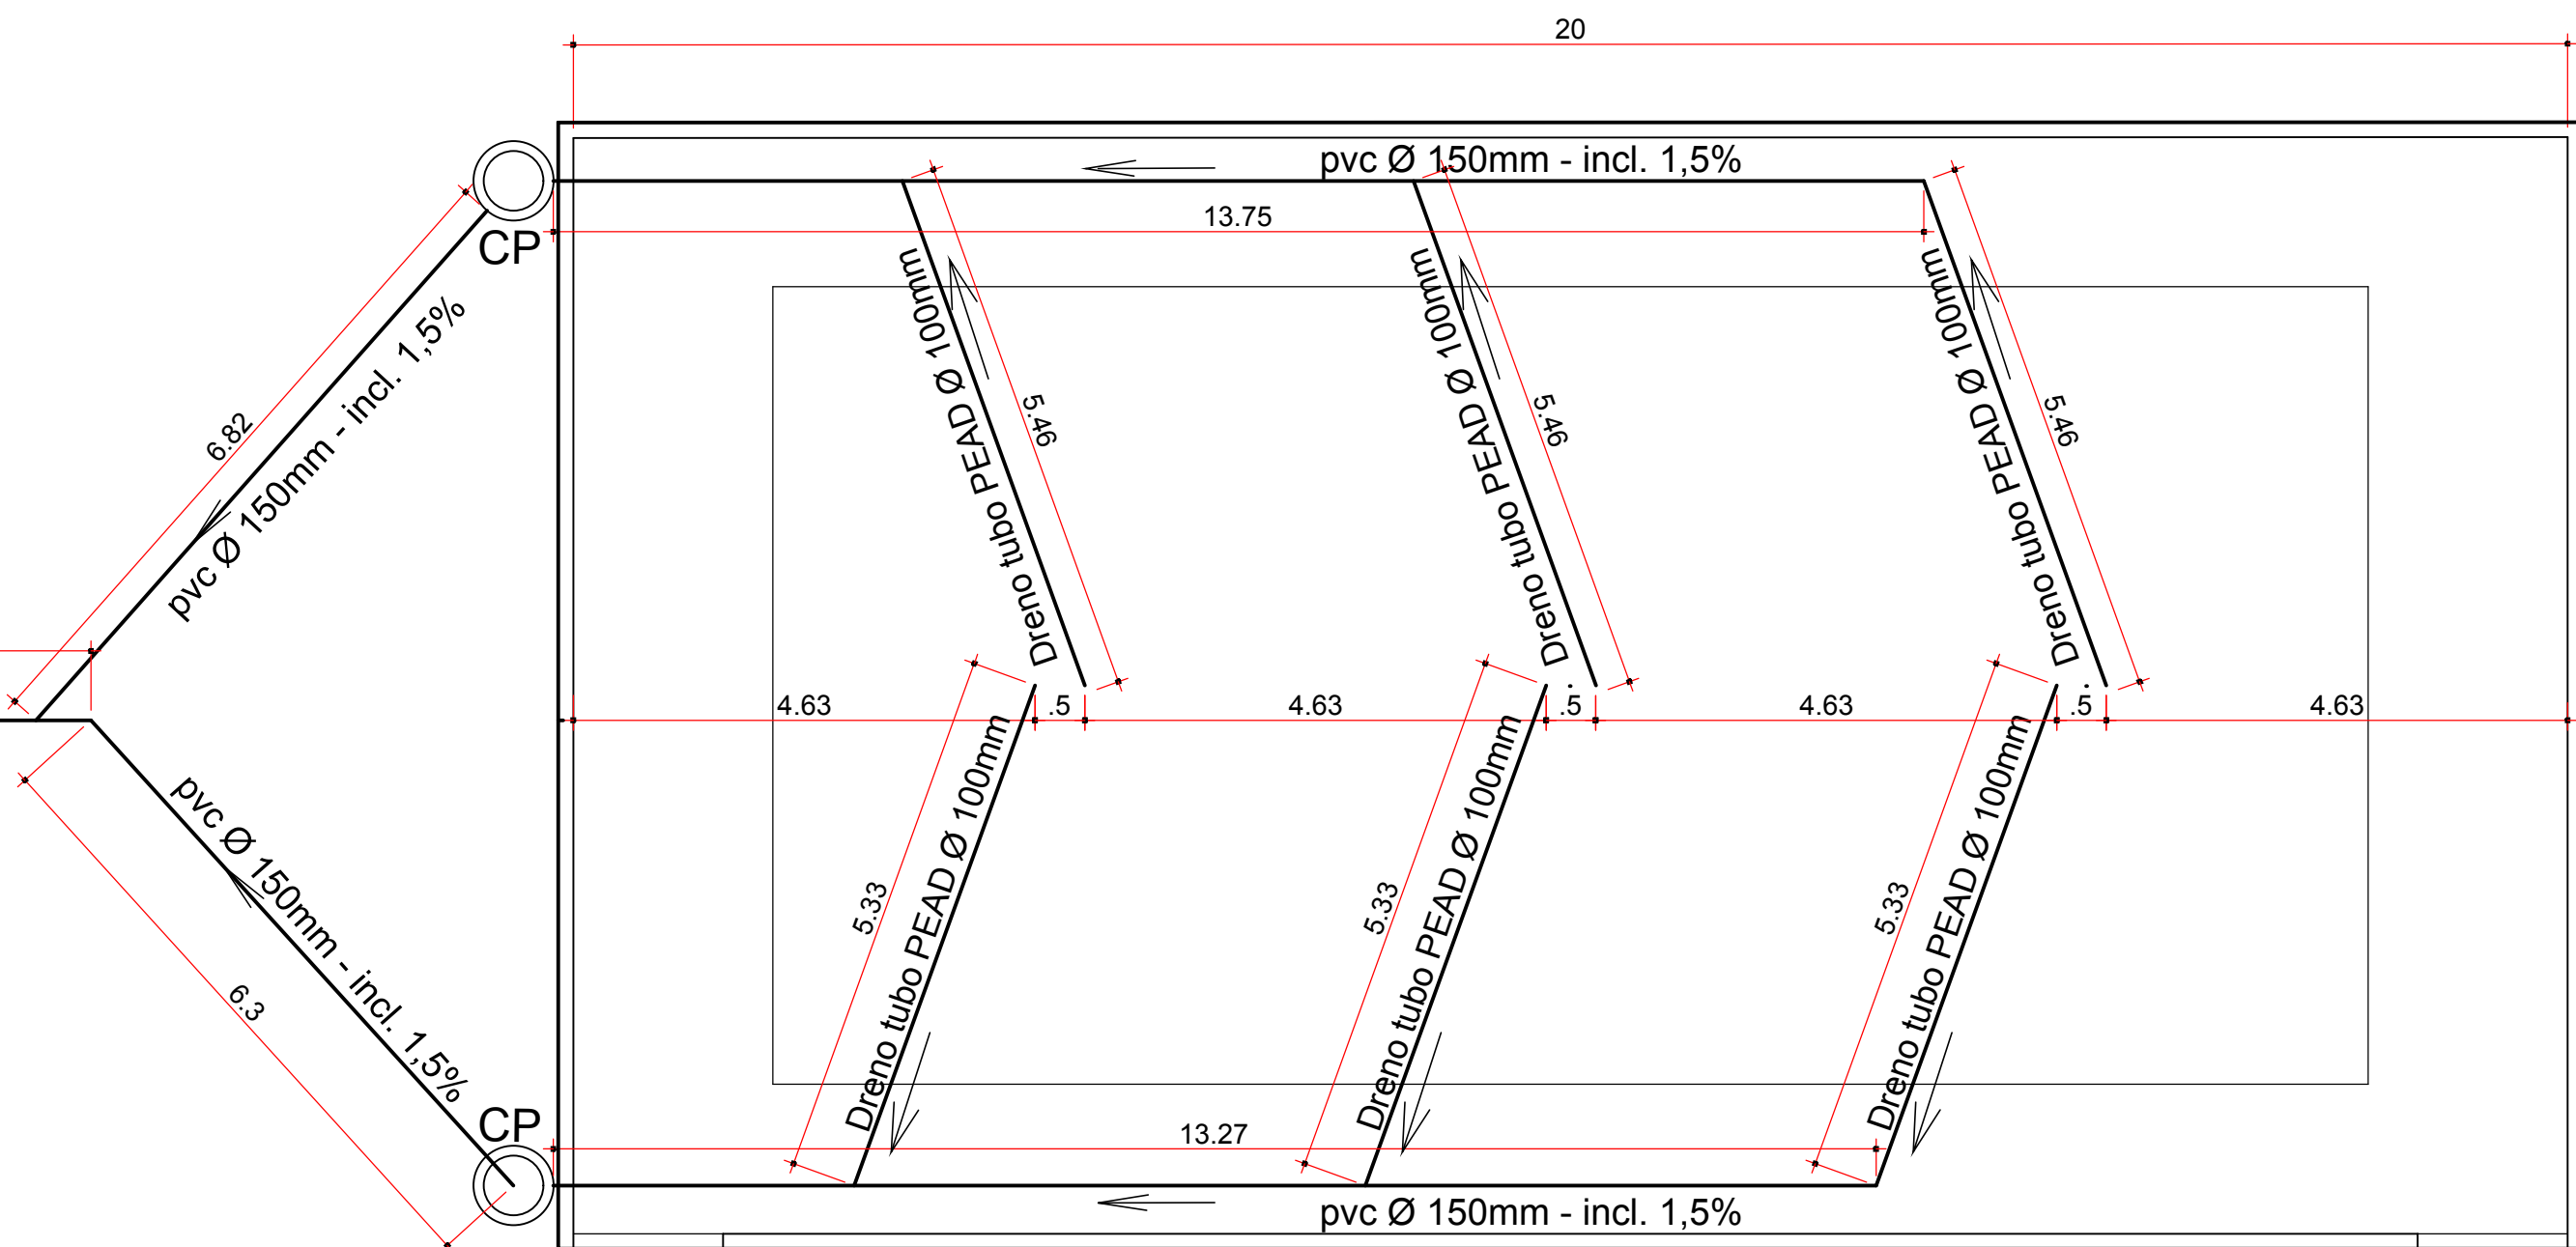

PREFEITURA:	CREA:
BOMBEIRO OU NATURATINS	
PROJETO ARQUITETÔNICO/ DRENAGEM	
QUADRA DE BEACH TENNIS	Prancha ÚNICA
OBRA: PÚBLICA	
Proprietário: PREFEITURA MUNICIPAL DE PIUM - TO	
ENDERECO: AV. MONTEIRO LOBATO, S/N - CHÃO DE ESTRELAS, CIDADE: PIUM - TO 14/02/2024	
QUADRO DE ÁREAS	Proprietário
Terreno:	Assinatura
Área de Construção 458.78 m²	Nome: PREFEITURA MUNICIPAL DE PIUM
	Assinatura
	Nome: PAULO SIQUEIRA BAIAO
	ART. CAU-TO-A37594-2
	Assinatura
	Nome: PAULO SIQUEIRA BAIAO
	Resp. Técnico.
	ART.
	Assinatura
	Nome: PAULO SIQUEIRA BAIAO
	CREA:
ESCALA INDICADA	Revisão
CONTEÚDO:	Revisão
- PLANTA BAIXA	Revisão
- CORTE A-A'	Revisão
- VISTA	Revisão
- SISTEMA DE DRENAGEM	Revisão
- ESPECIFICAÇÕES	Revisão