
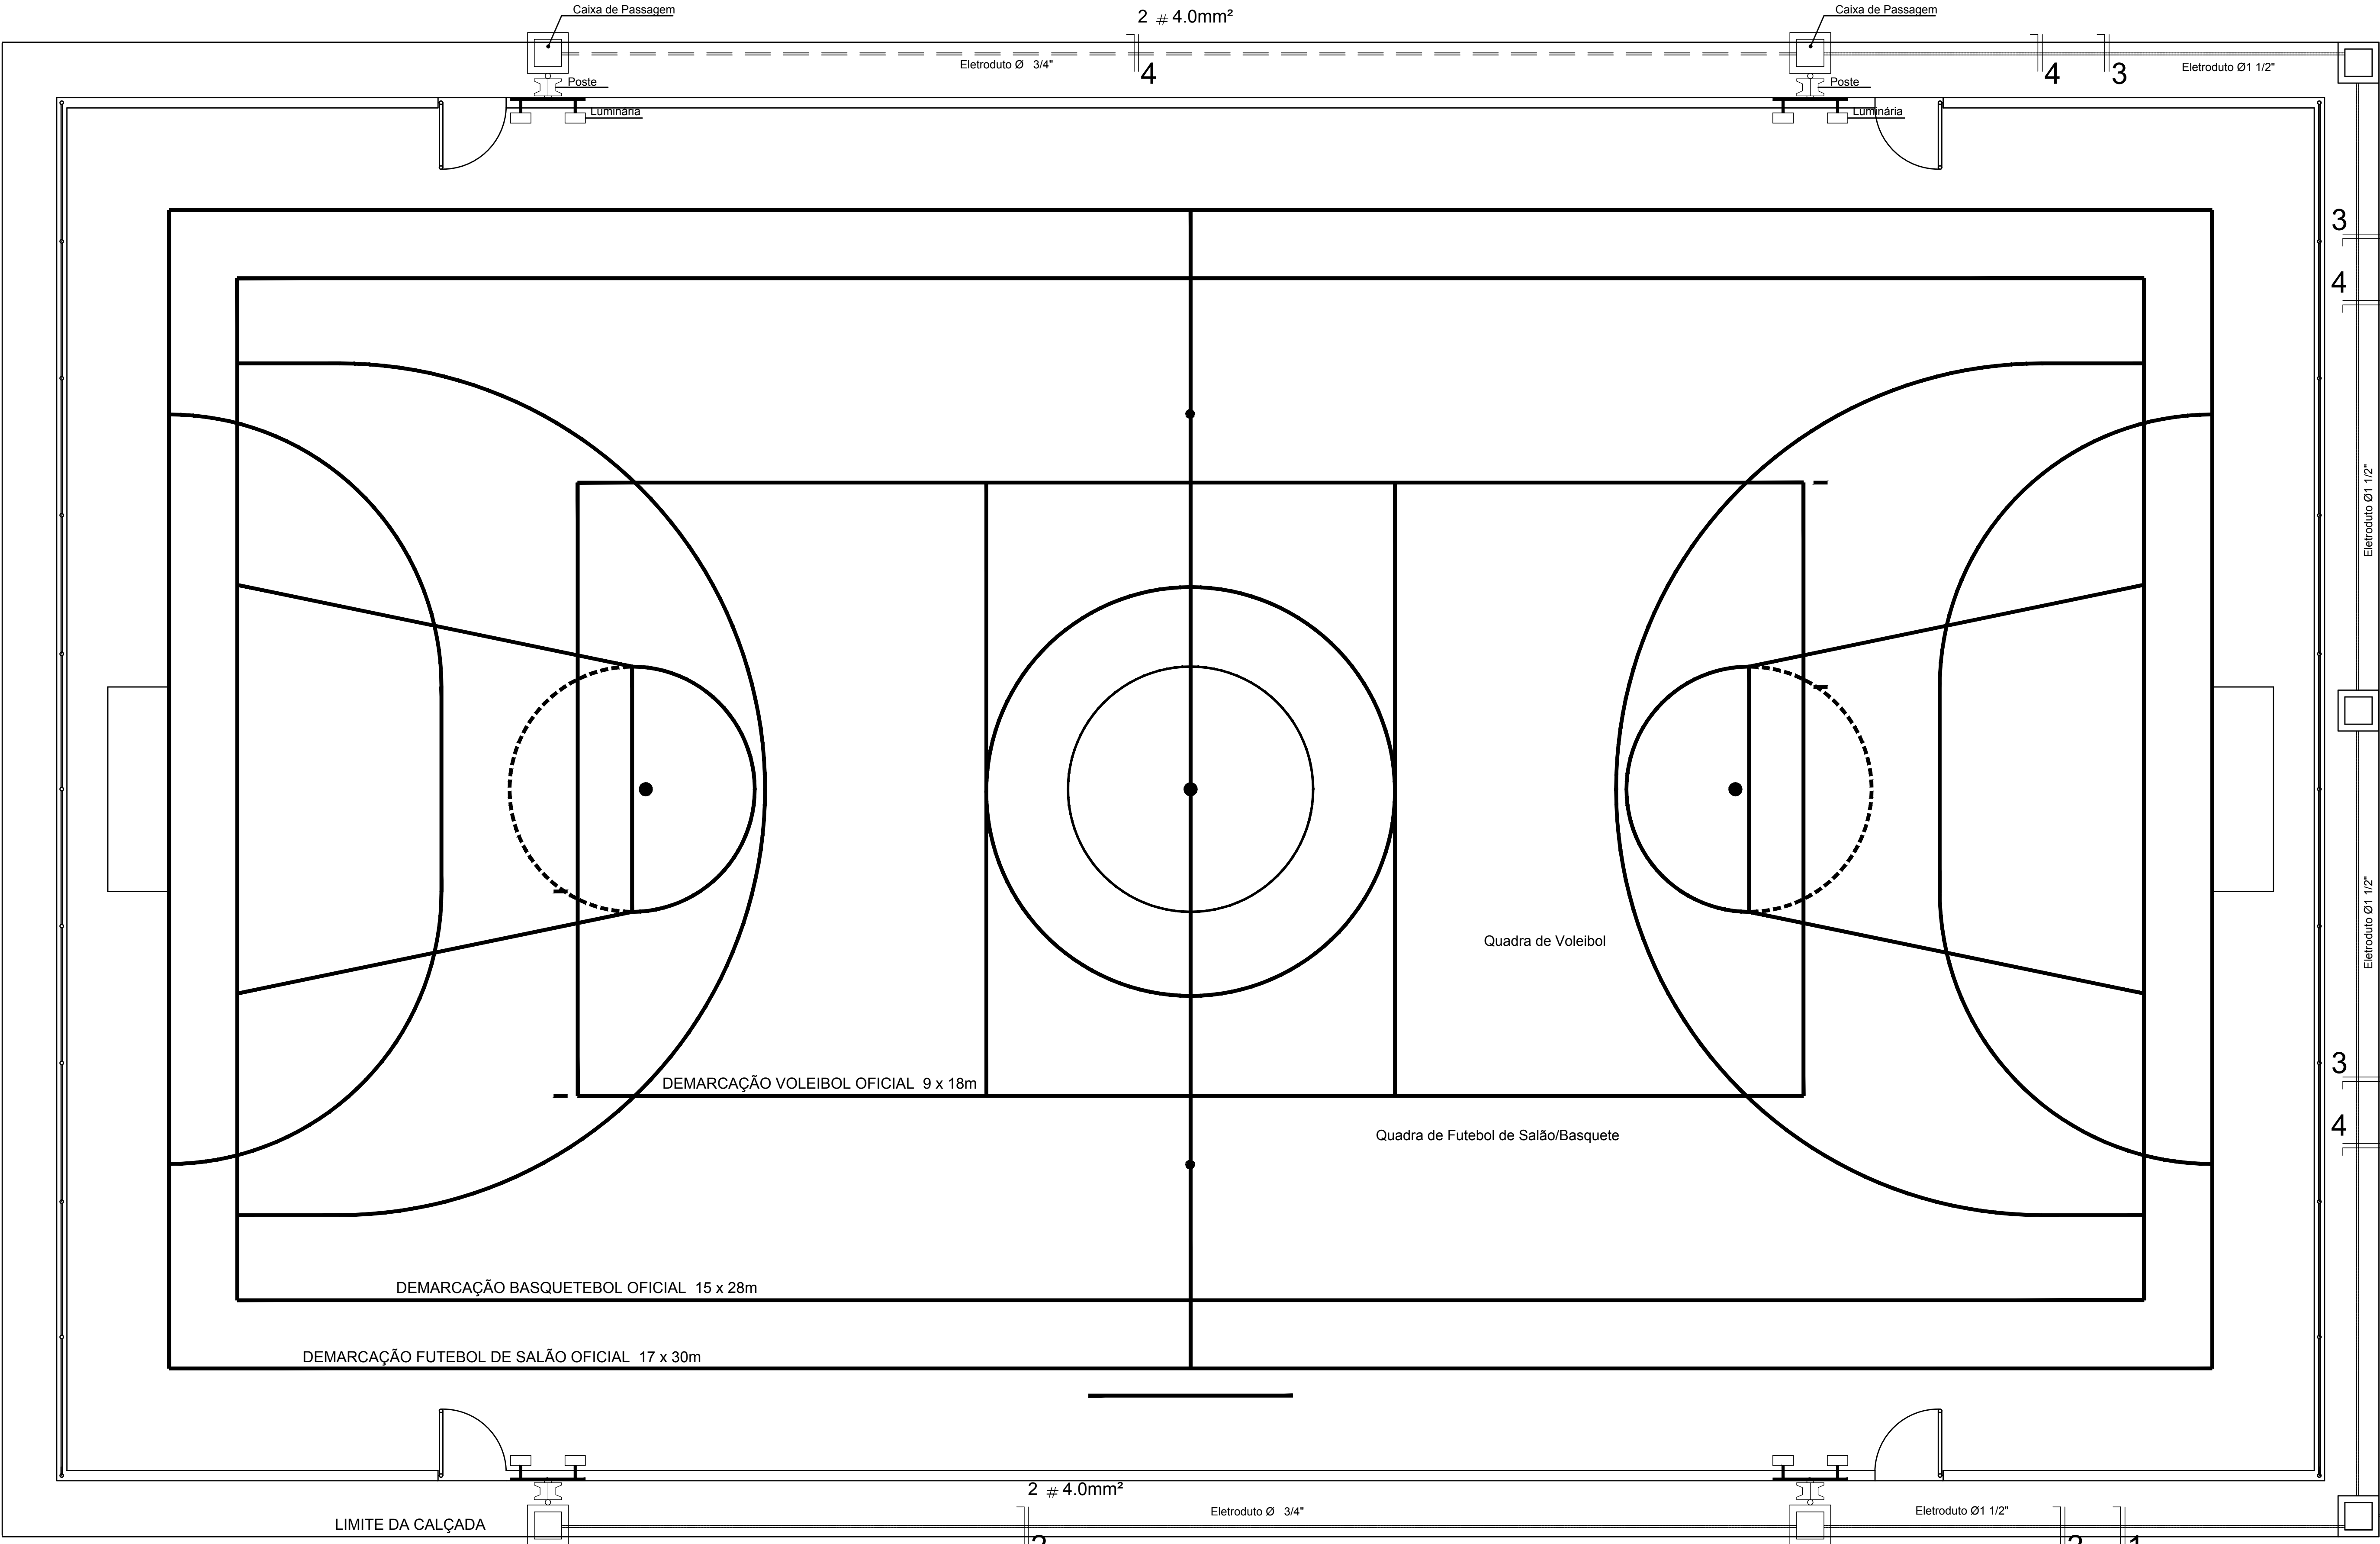
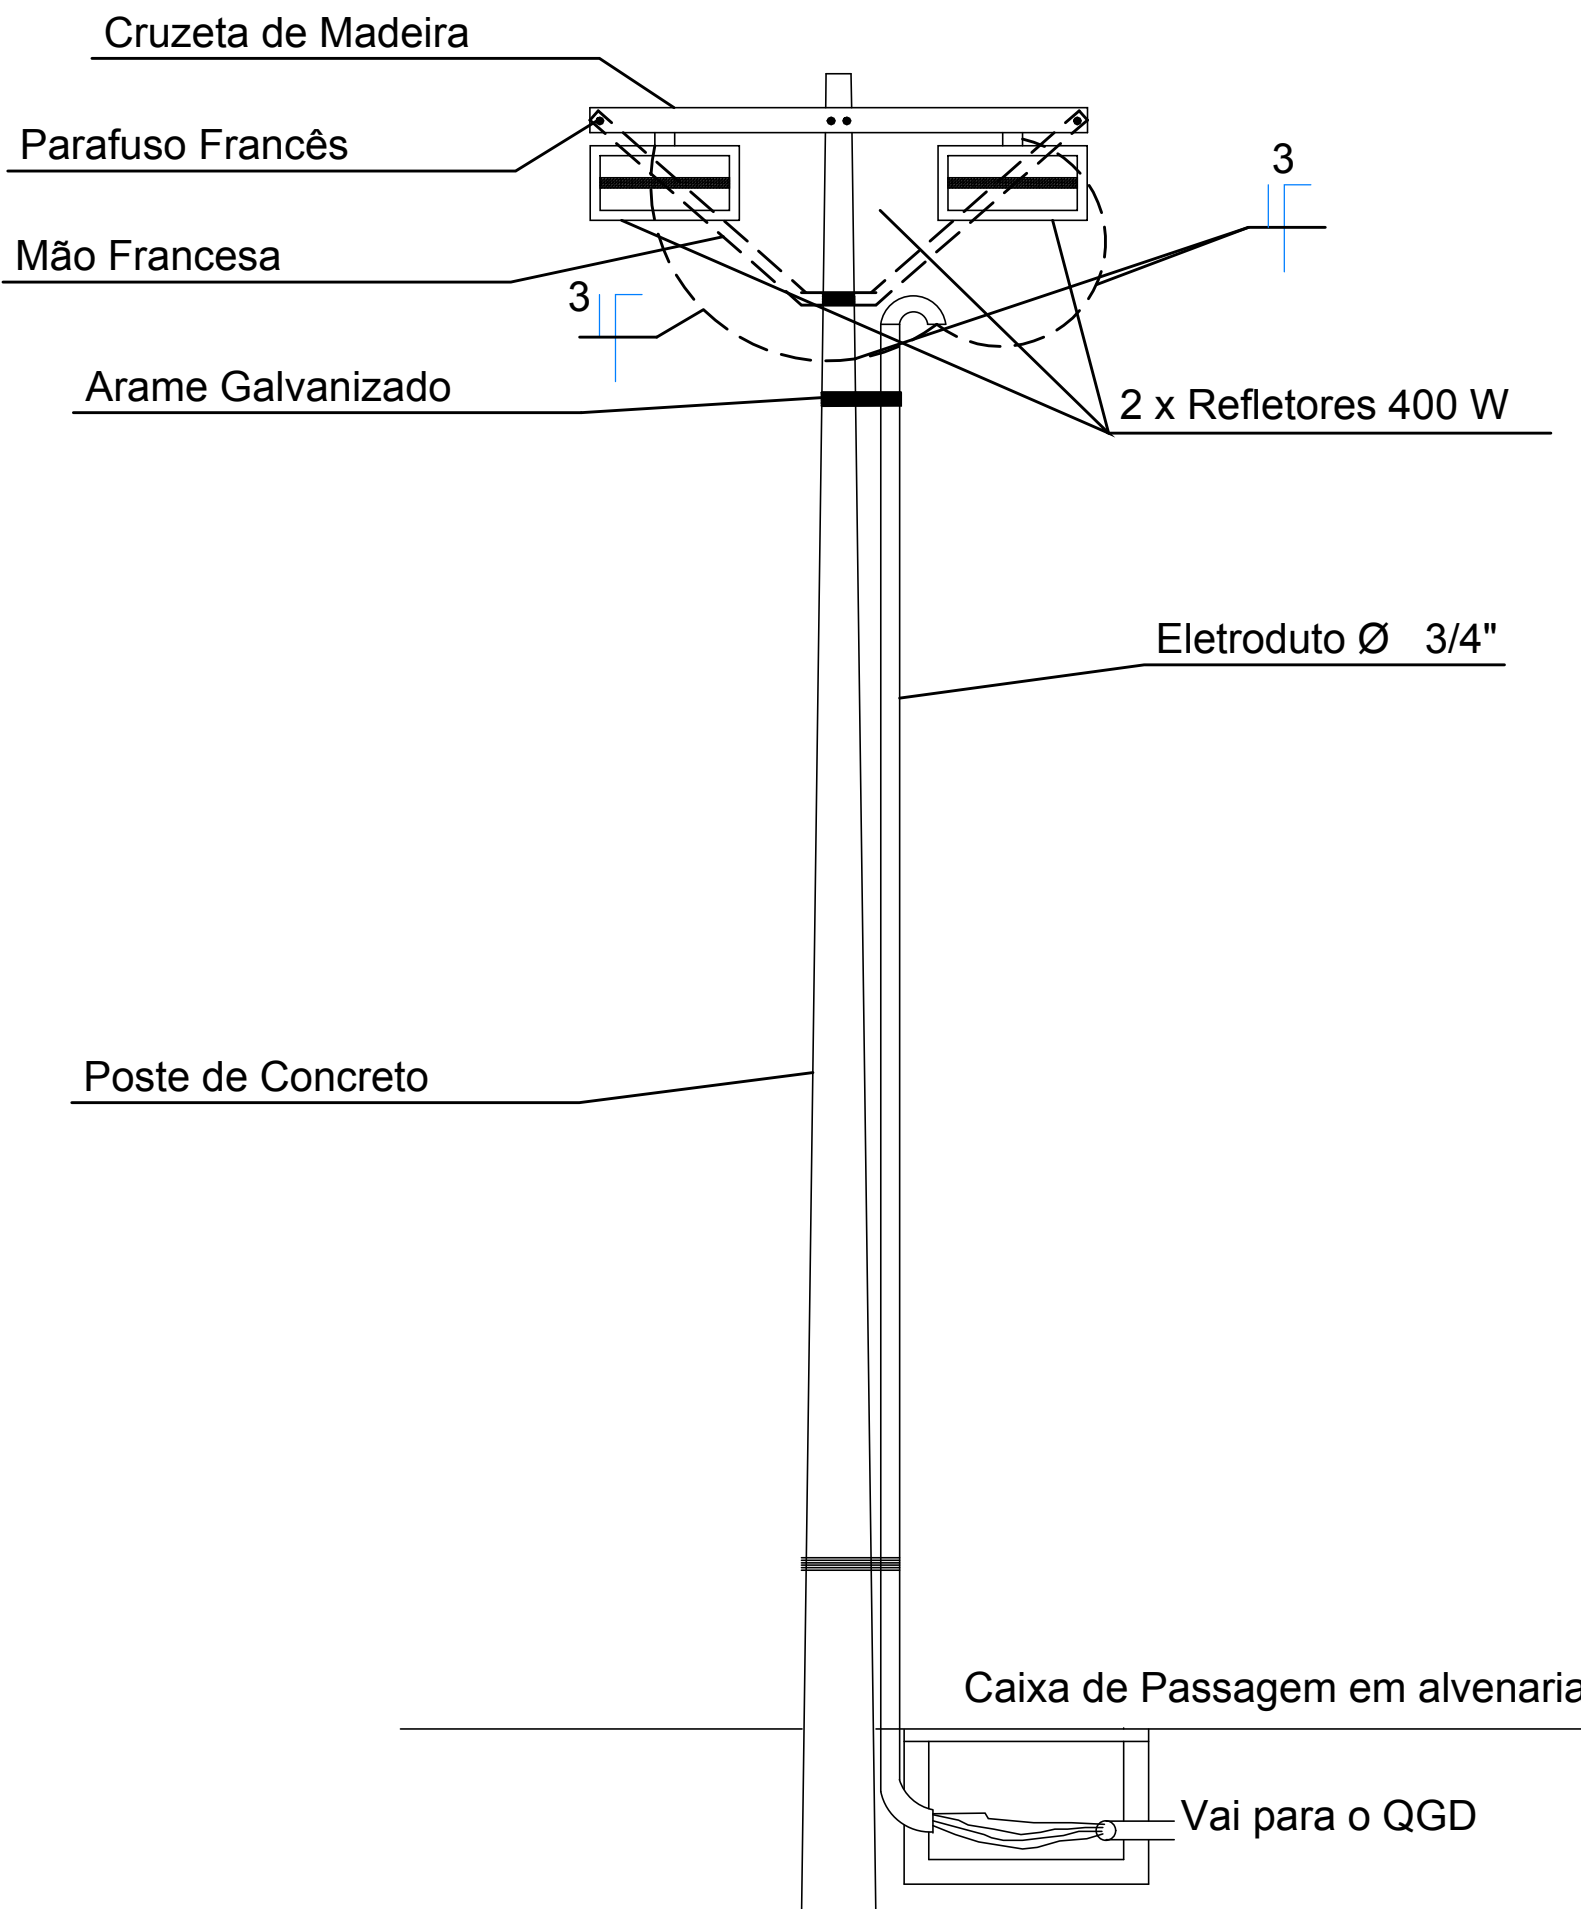
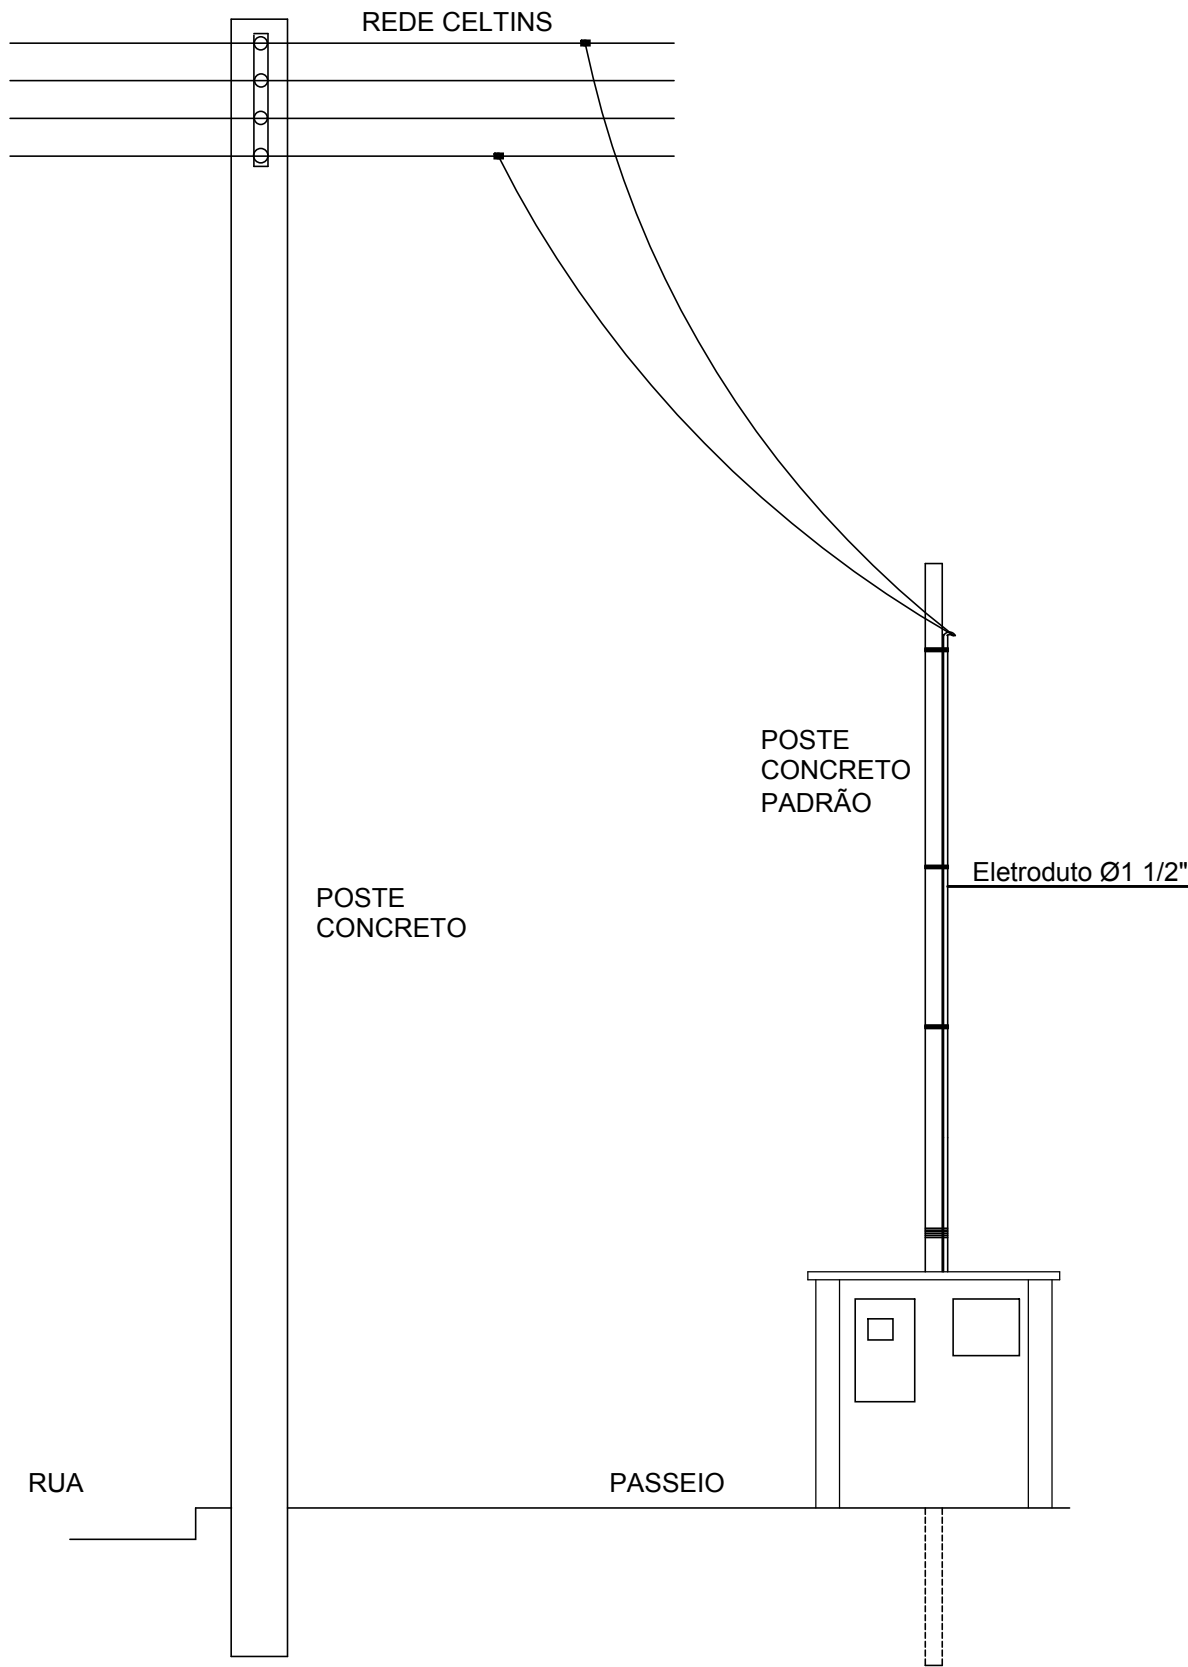
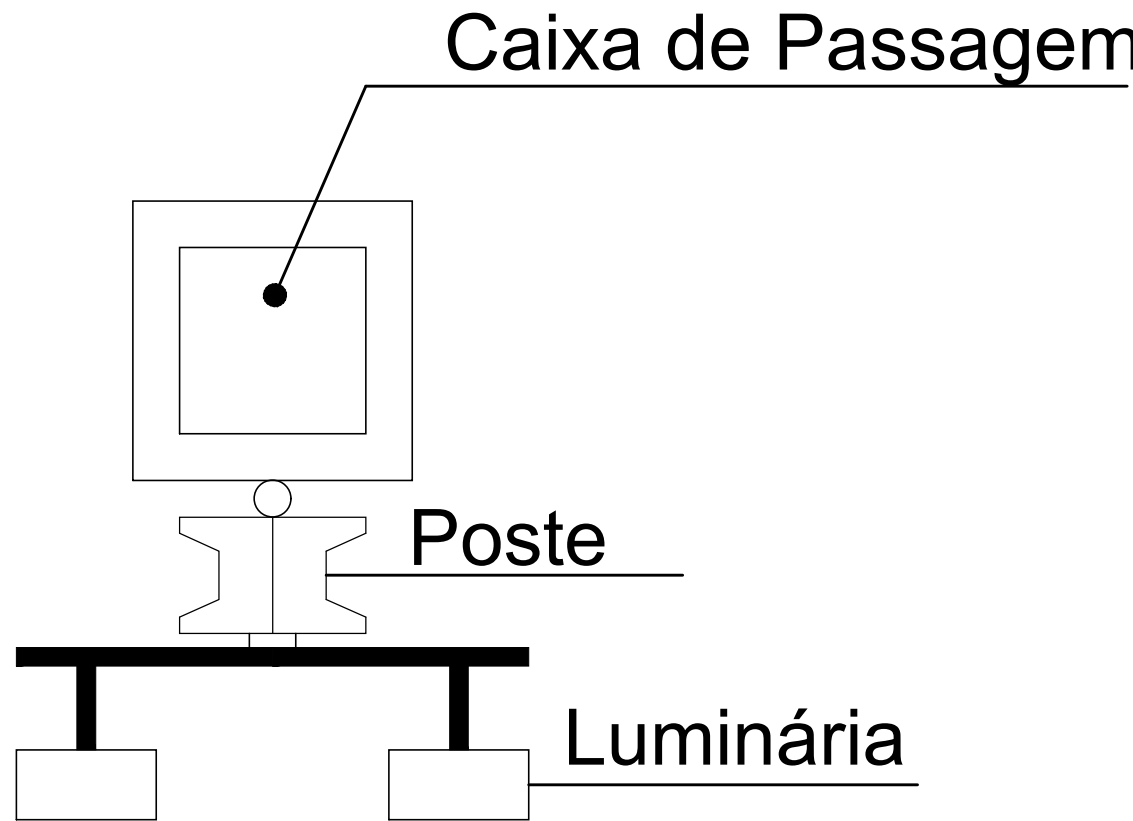


QUADRO DE CARGAS						
Circuito	Lâmpadas 1.000 Watts	Tomadas Watts	Total Watts	Fase A	Condutor mm²	Disjuntor A
1	2		800	A	4.0mm²	20 A
2	2		800	A	4.0mm²	20 A
3	2		800	A	4.0mm²	20 A
4	2		800	A	4.0mm²	20 A
5	R E S E R V A		-	A		-
6	R E S E R V A		-	A		-
Total	8		3.200	A	10.0mm²	40 A

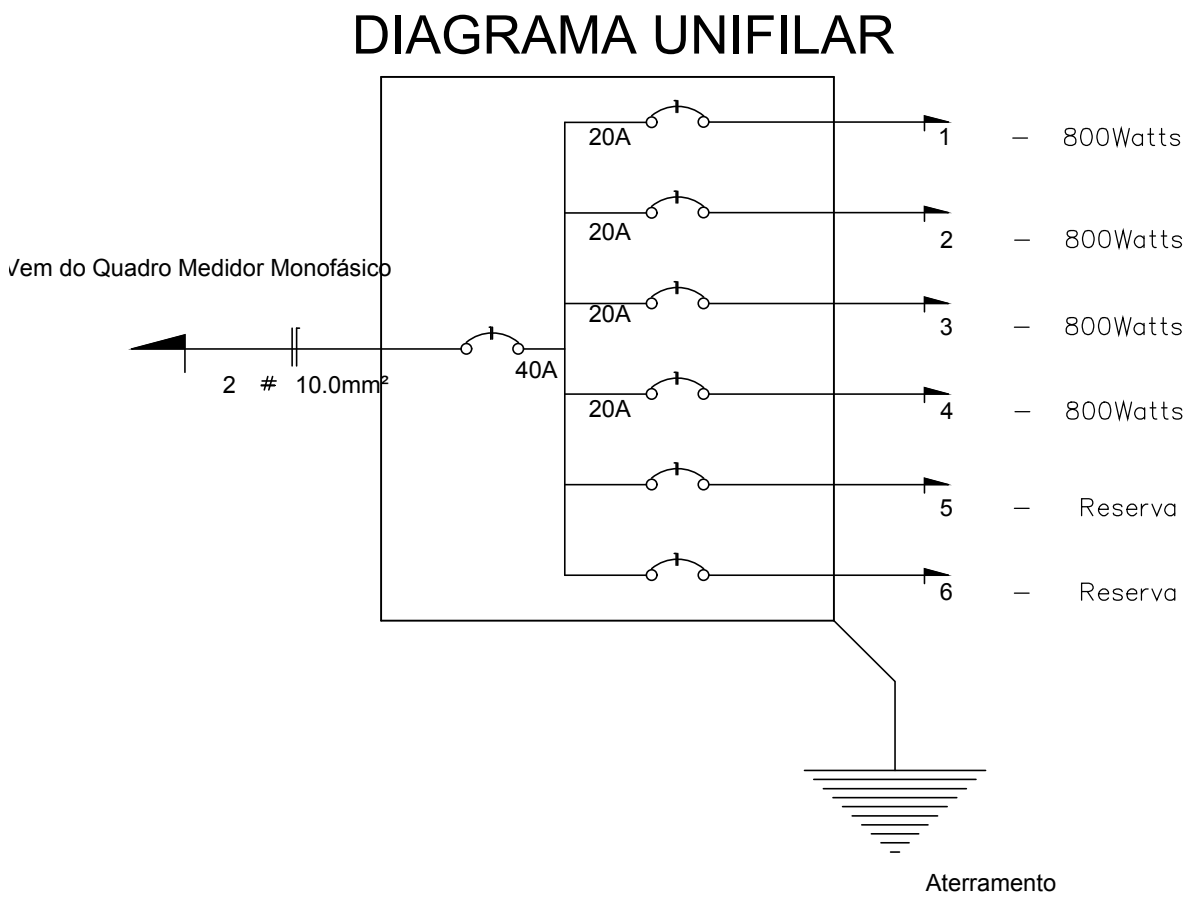

PLANTA BAIXA - ELÉTRICO

 
ESCALA - 1/100

LEGENDA

- POSTE DE CONCRETO COM 6,00 METROS DE ALTURA E CRUZETA DE MADEIRA
- PROJETOR INSTALADO NA PARTE SUPERIOR DO POSTE
- CAIXA DE PASSAGEM EM ALVENARIA COM TAMPA DE CONCRETO
- ELETRODUTO DE PVC RÍGIDO SUBTERRÂNEO - (NÃO INDICADOS Ø 1 1/2")
- Condutor Retorno=Verde, Fase=Vermelho, Neutro=Branco e Terra=Azul
- INDICA A BITOLA DO CONDUTOR EM mm²
- DISJUNTOR MONOPOLAR
- QUADRO MEDIDOR MONOFÁSICO MODELO CELTINS
- QUADRO DE DISTRIBUIÇÃO DE 6 ELEMENTOS

ESPECIFICAÇÕES

- 1 - Condutor Pirastec Antiflam da Pirelli ou similar com bitolas de 4.0mm² e 10.0mm²;
- 2 - Eletroduto de PVC rígido rosqueável de 1 1/2";
- 3 - Caixa de Passagem em alvenaria de 40x40x40cm, com tampa em concreto armado;
- 4 - Poste de concreto com 6,00 metros de altura com cruzeta p/ 03 projetores
- 5 - Projetor LE-42 completo, com soquete de louça para lâmpadas vapor metálico de 400W/220V, 60 Hz com alto fator de potência;
- 6 - Quadro de distribuição de 06 elementos com barramento;

PREFEITURA:	CREA/TO:	NATURATINS:	Escala:			PROJETO:		01/01		
			INDICADAS							
			Data:			ELÉTRICO				
			FEVEREIRO/2024							
			Proprietário:	Assinatura:				OBRA:		
				Prefeitura Municipal de Pium				CONSTRUÇÃO DE QUADRA POLIESPORTIVA		
			R. T. do Projeto:	Assinatura:				ENDEREÇO:		
				 Documento assinado digitalmente RUA DO QUEMBA S/Nº Data: 14/02/2024 15:42:44 (UTC) Verifique em: https://verifica.digov.br				AV. MONTEIRO LOBATO S/N - CHÃO DE ESTRELAS PIUM - TO		
			CREA N°:							
Resp. Técnico:	Assinatura:		ÁREAS:							
CAU-TO:A37594-2	Paulo Siqueira Baião Arquiteto & Urbanista		CONSTRUIDA:							
Resp. Execução:	Assinatura:		690,20 m²		PLANTA BAIXA LEGENDA QUADRO DE CARGAS DETALHES					
CREA N°:										